



配管平面図 縮尺 1:40

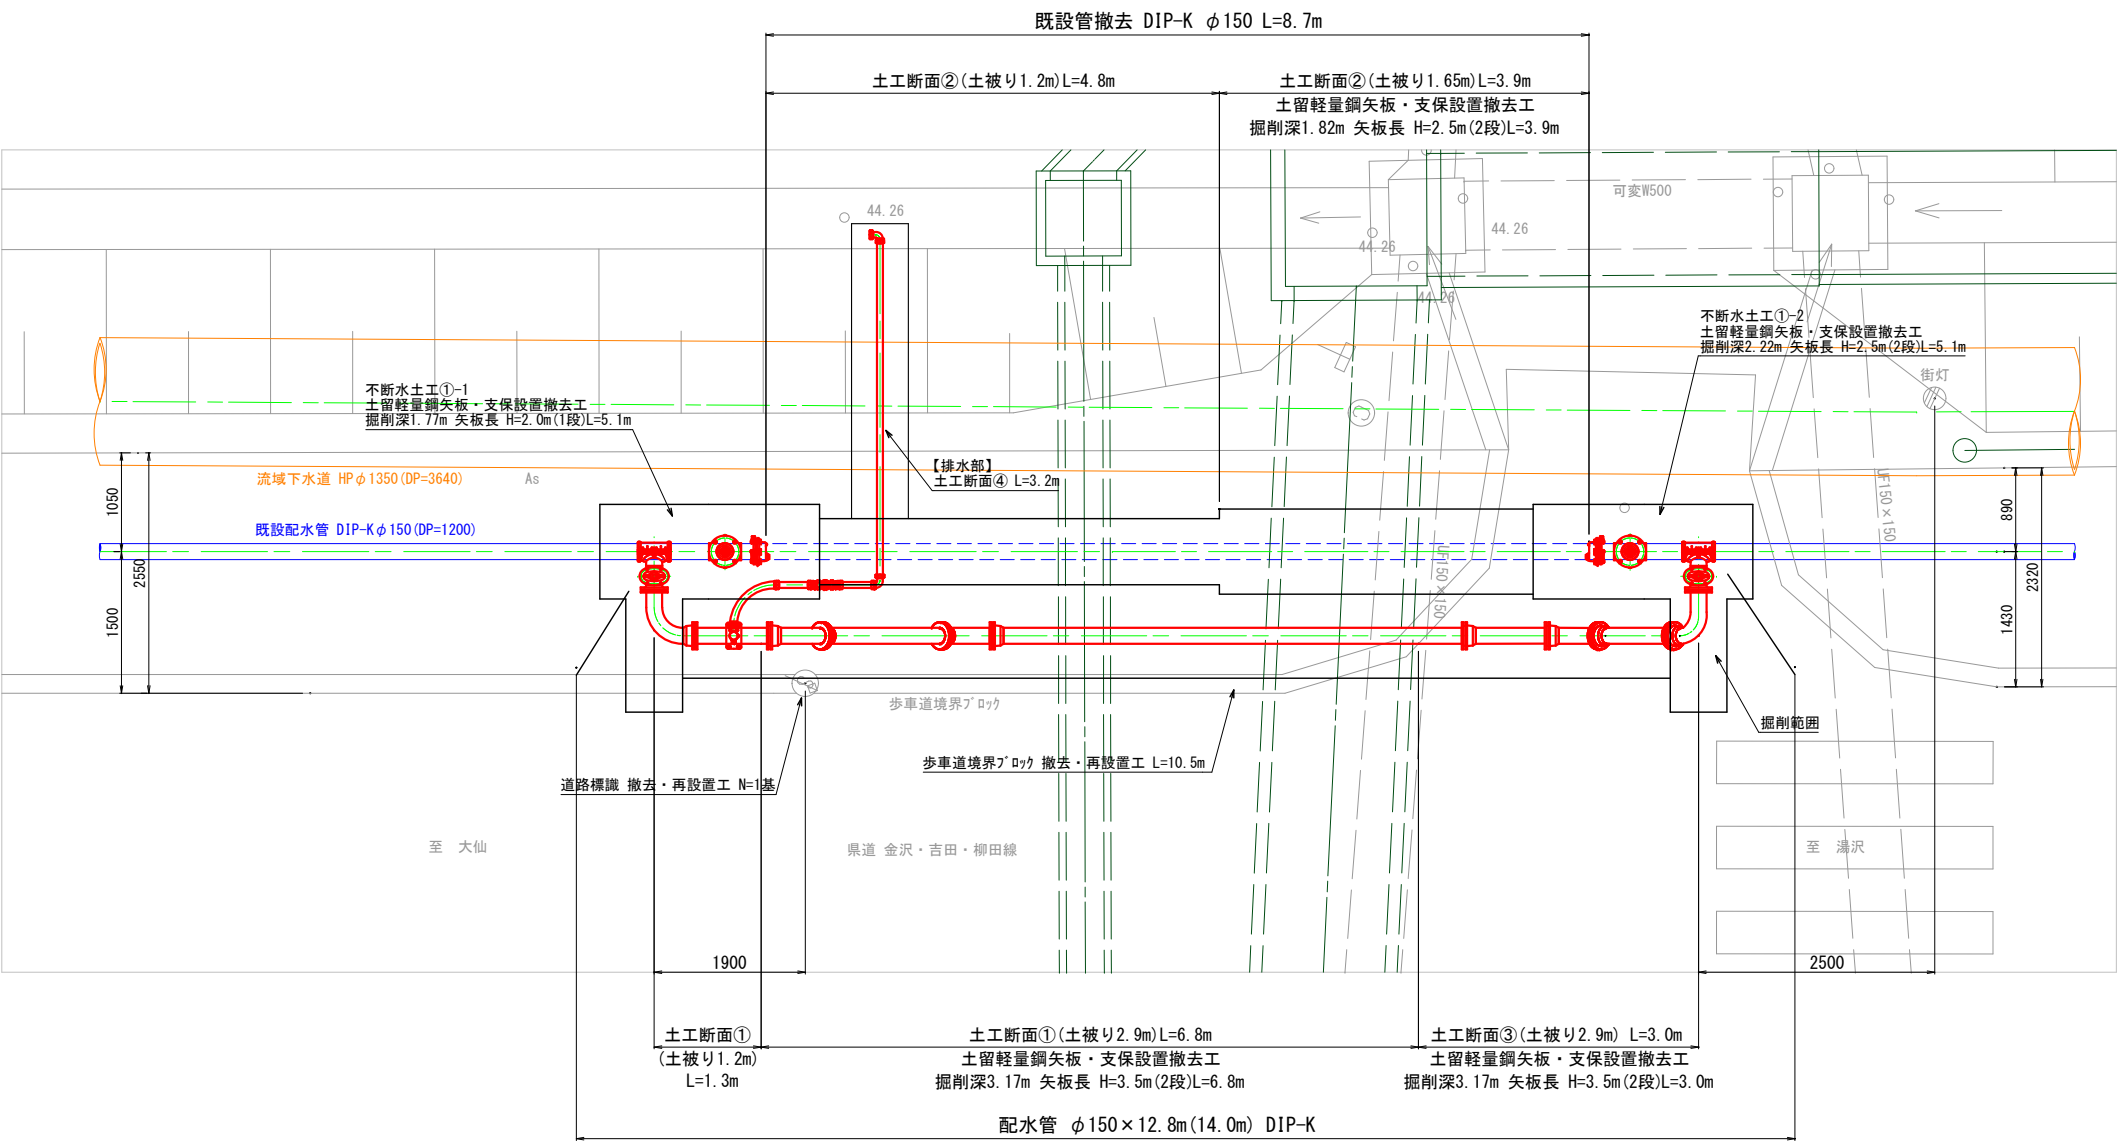


- 【特記事項】
- 「DIP-K」は水道用K形ケラミツ鉄管 (JWWA G 113) を示す。
 - 「PP」は水道用ポリエチレン二層管 (JIS K 6762) を示す。
 - 埋設する配管と既存の地下埋設物 (水路等) との離れは30cm以上を保つこと。
なお、流域下水道との離れは50cm以上を保つこと。
 - 既存埋設物の位置は、図面調査による推定位置のため、施工前に再調査を行うこと。
 - 土工断面は別図『標準掘削断面図』を、弁筐の詳細は別図『配管付帯施設詳細図』を参照のこと。
 - 本工程 (水道工事) は、かんがい排水工事より先行して施工する。
 - 路盤工及び本復旧はかんがい排水工事にて施工する。

令和 8 年度	工 事 号	【横配水-No. 7】
事 業 名	横手市水道事業	
箇 所 名	横手市上境字番匠田 地内	
工 事 名	四の堰地区かんがい排水事業に伴う配水管布設替工事	
配管平面図		縮尺 S=1:40
照 査	設 計	図 面 番 号 1 / 4
横手市上下水道部水道課		




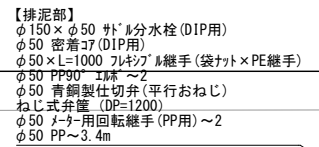


 横断図 縮尺 1:40




- | | | | | |
|-----------------|-----|--------------------------|------------|---|
| 令和 8 年度 | | 工事番号 | 【横配水-No.7】 | |
| 事業名 | | 横手市水道事業 | | |
| 箇所名 | | 横手市上境字番匠田 地内 | | |
| 工事名 | | 四の堰地区かんがい排水事業に伴う配水管布設管工事 | | |
| 配管詳細図、縦断面図、横断面図 | | 縮尺 | S=1:40 | |
| 照 査 | 設 計 | 図面番号 | 2 | 4 |
| 横手市上下水道部水道課 | | | | |

標準掘削断面図 縮尺 Free

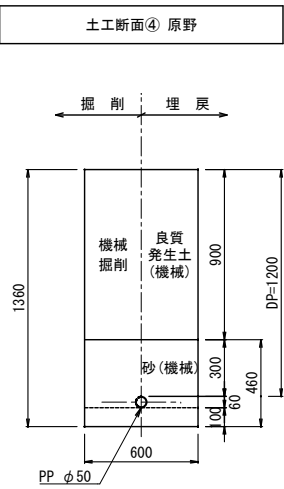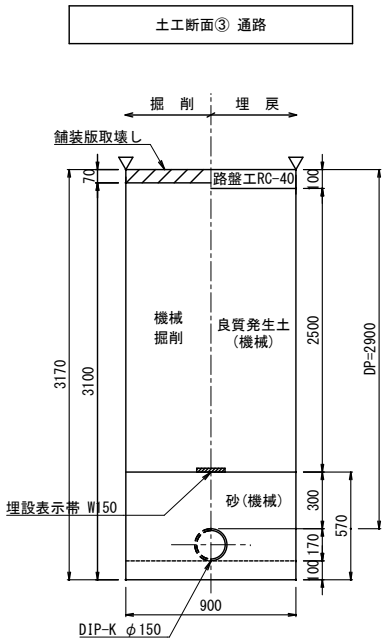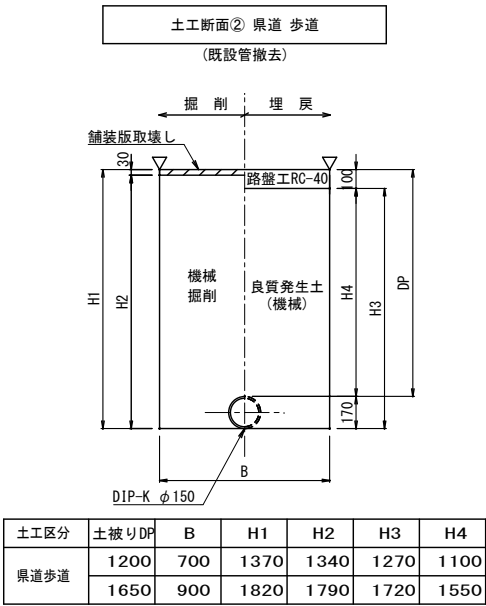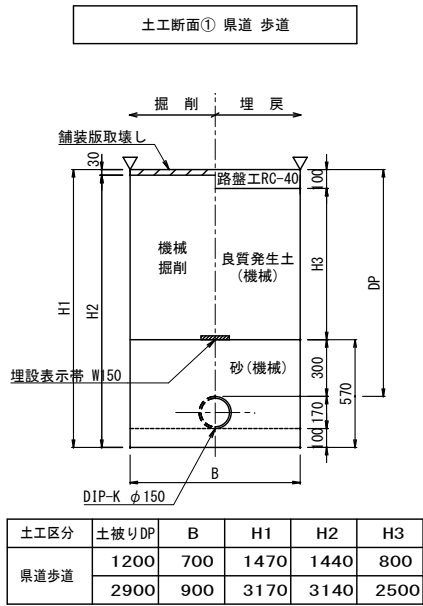


不断水土工図 縮尺 1:40

不断水割T字管 平面図

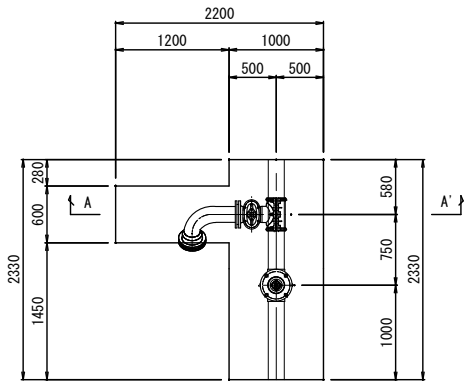


不断水土工①-1

A-A' 断面図

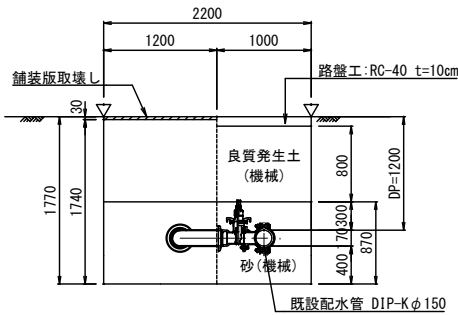

不断水土工①-2

A-A' 断面図




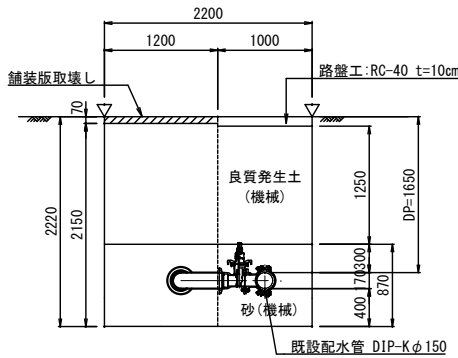


【特記事項】
1. 路盤工及び本復旧はかんがい排水工事にて施工する。

令和 8 年度	工 番	事 号	【横配水-No. 7】
事業名	横手市水道事業		
箇所名	横手市上境字番匠田 地内		
工事名	四の堰地区かんがい排水事業に伴う配水管布設替工事		
標準掘削断面図、 不断水土工図		縮尺	図 示
照 査	設 計	図 面 番 号	3 / 4
横手市上下水道部水道課			


弁筐・弁室据付図

制水弁・空気弁「青」、排水弁「黄」、消火栓「赤」

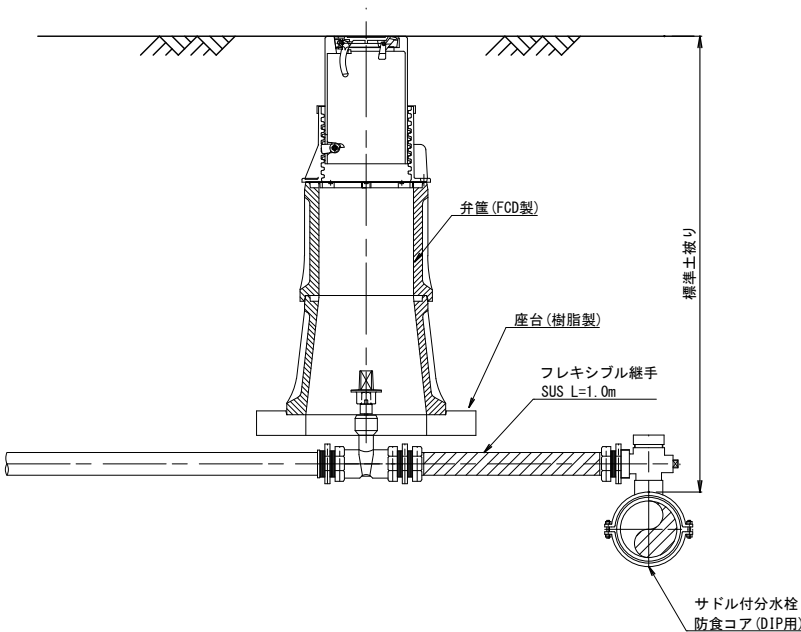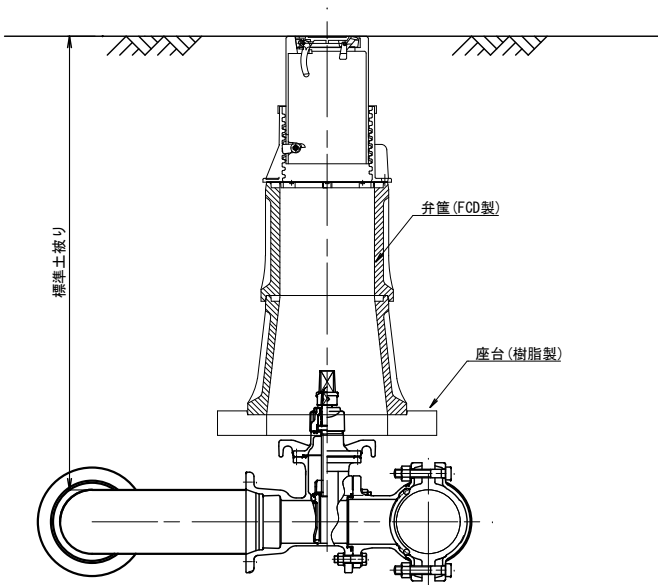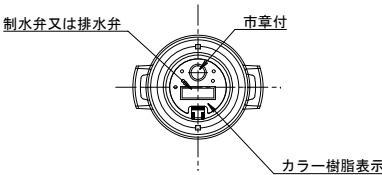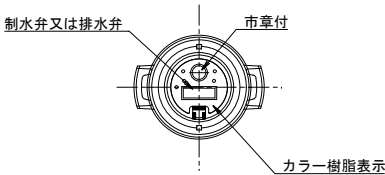


軽量鋼矢板
(参考図)

平面図

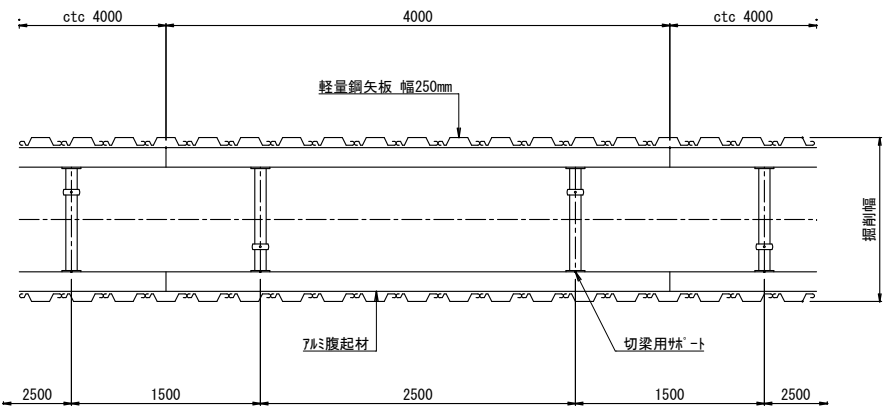

断面図

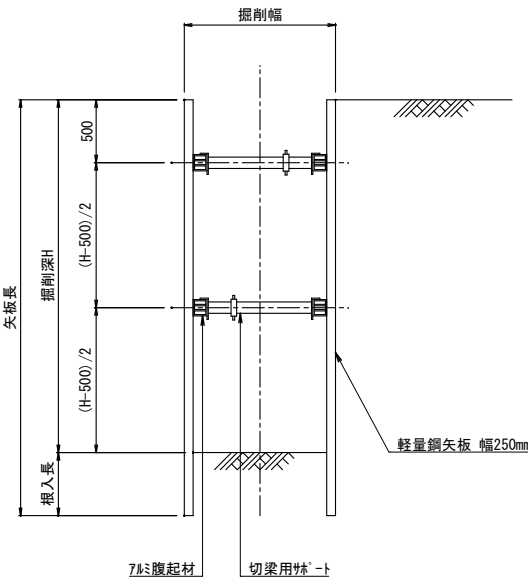

注) 掘削深が1.5mを超える場合は土留工を行うこと。
支保材は掘削深は2.00m未満は1段、2.00m以上は2段とする。
根入長は、0.20m以上とする。

令和 8 年度		工 事 番 号	【横配水-No.7】
事 業 名	横手市水道事業		
箇 所 名	横手市上境字番匠田 地内		
工 事 名	四の堰地区かんがい排水事業に伴う配水管布設替工事		
配管付帯施設詳細図、土留仮設図		縮 尺	図 示
照 査	設 計	図 面 番 号	4 / 4
横手市上下水道部水道課			