


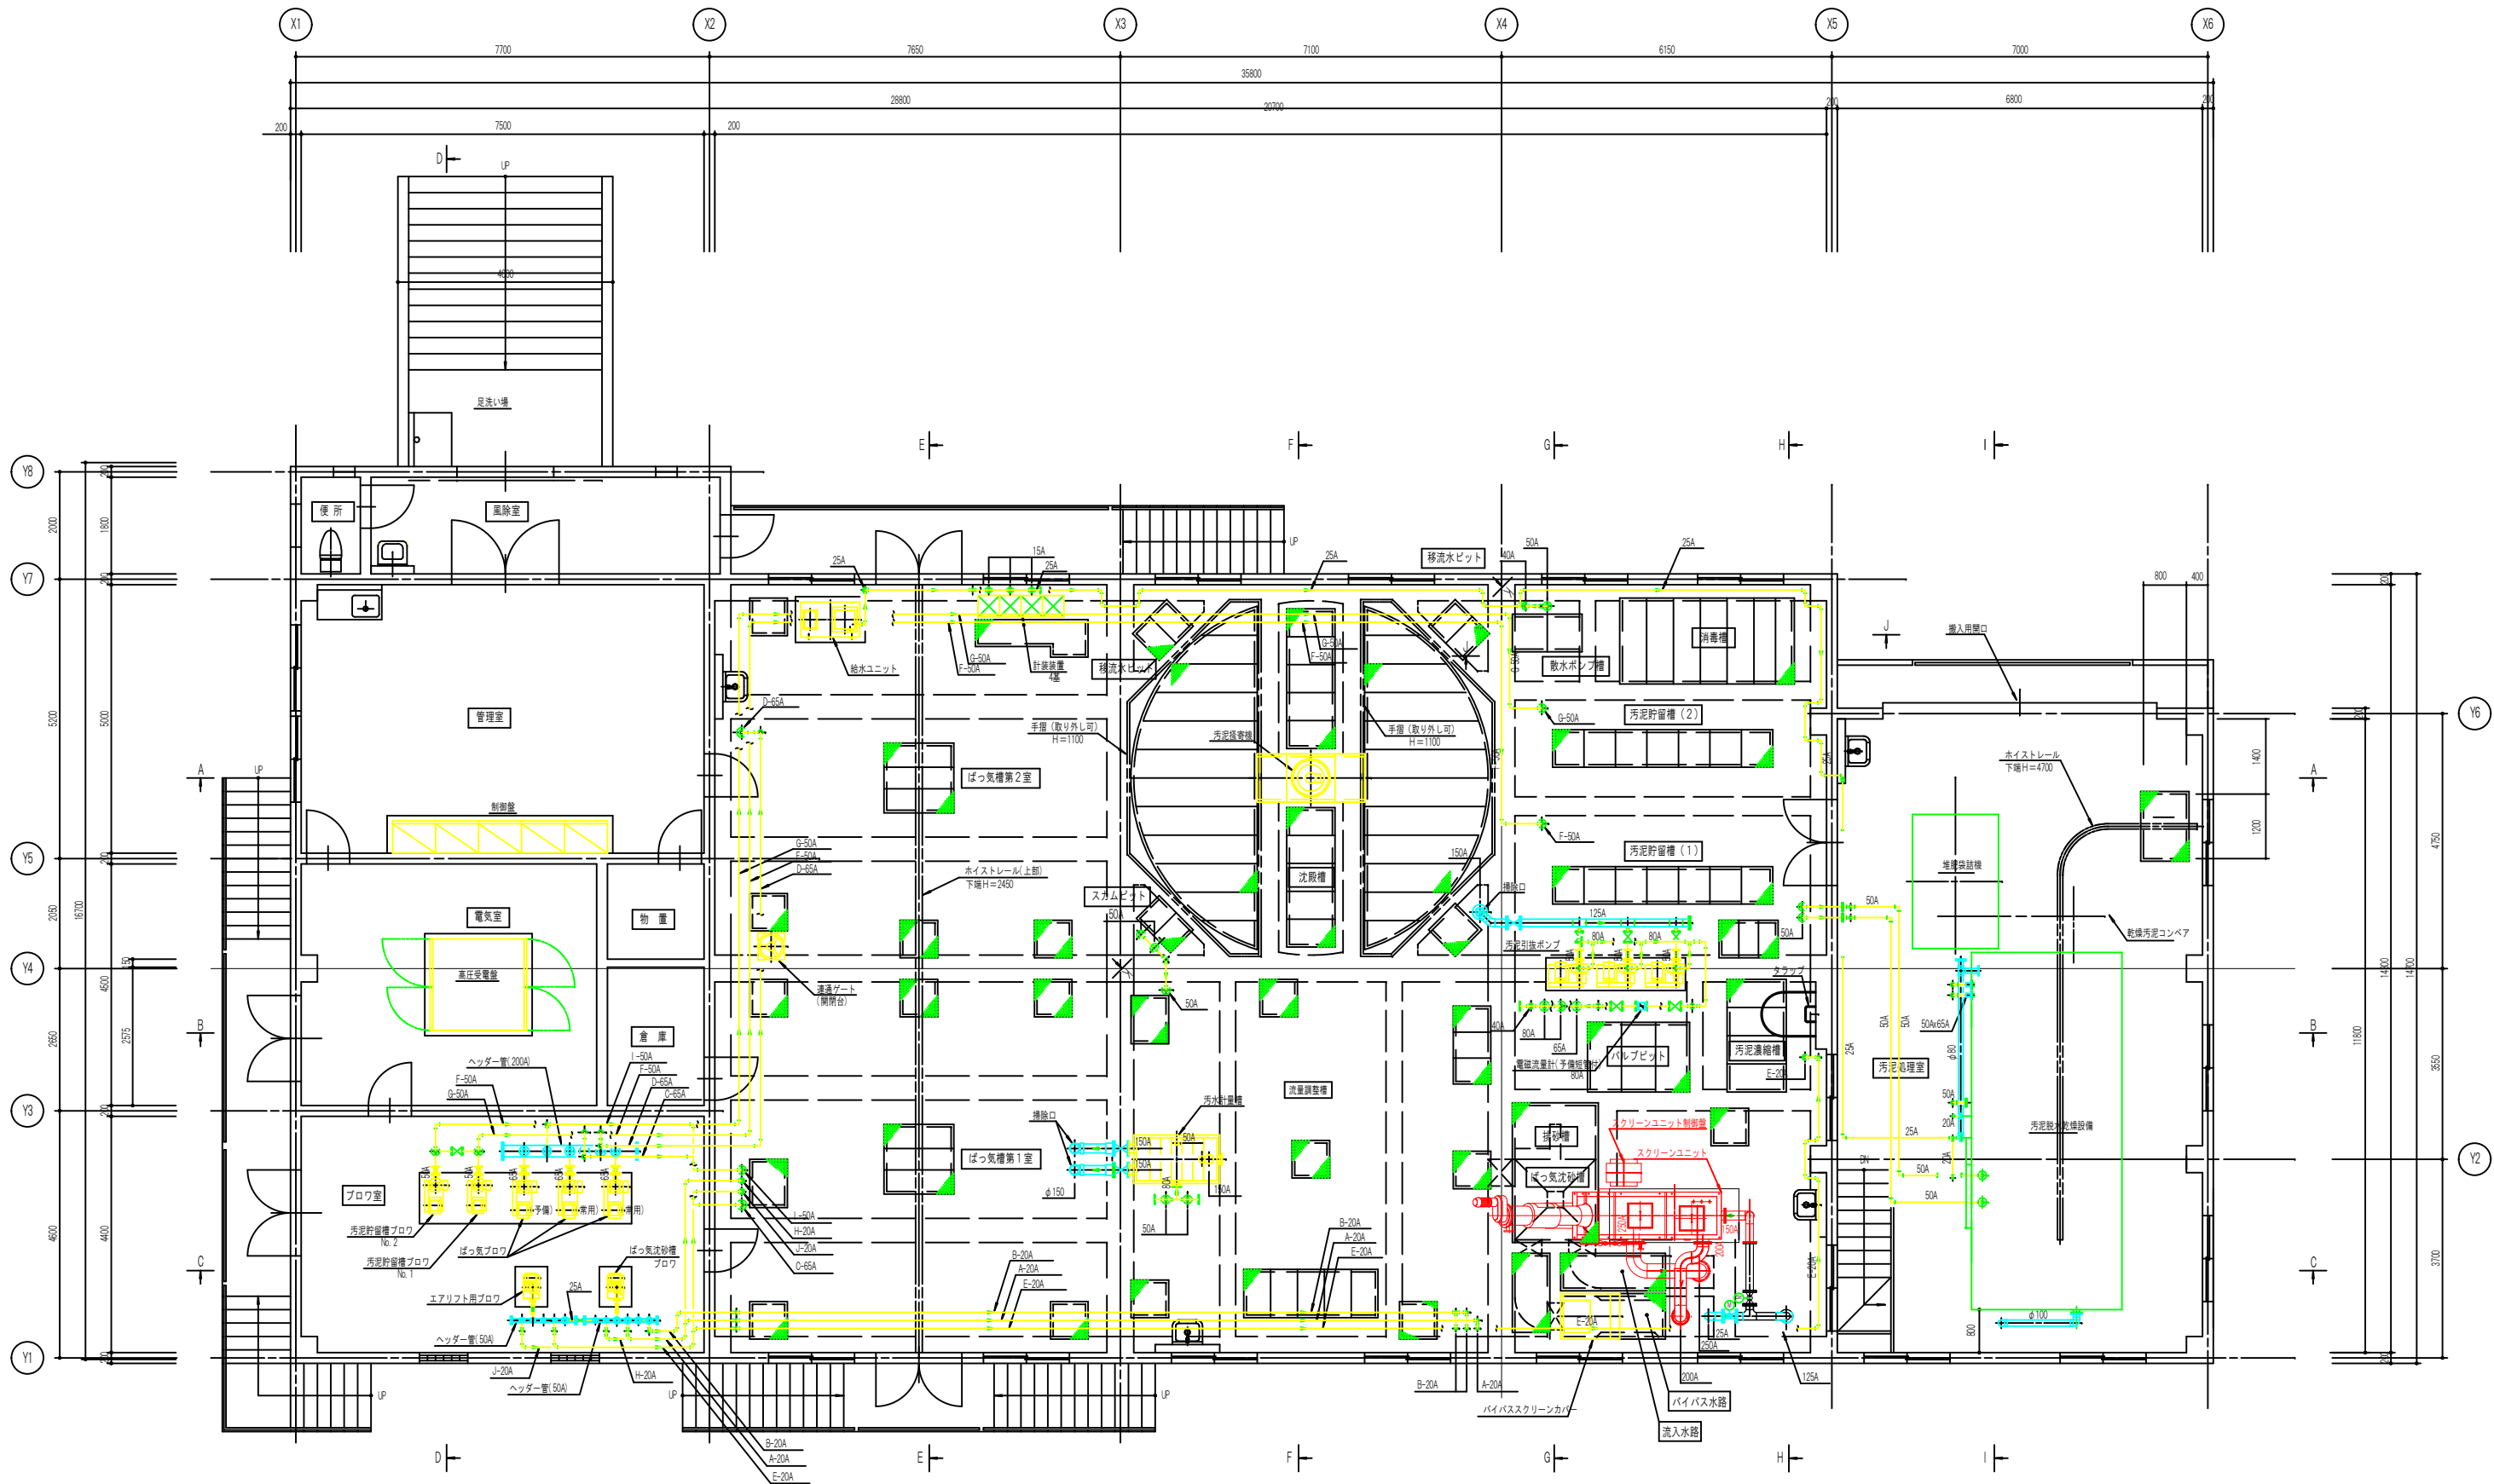

上部平面図 (S=1/60)

記事


1) 図中 A 表示配管は、SIS管を示し、φ 表示配管は、IP管を示す。

エア一覧リスト

符号	管径	行先	符号	管径	行先
㊶	20A	ばっ気沈砂槽 沈砂排出ポンプ	○	50A	エアー送し ばっ気ブロウ
㊷	20A	ばっ気沈砂槽 散気装置	○	20A	エアー送し エアリフト用ブロウ
㊸	65A	ばっ気槽 第1室			
㊹	65A	ばっ気槽 第2室			
㊺	20A	汚泥濃縮槽 汚泥引抜ポンプ			
㊻	50A	汚泥貯留槽(1) 攪拌装置			
㊼	50A	汚泥貯留槽(2) 攪拌装置			
㊽	20A	エアー送し ばっ気沈砂槽ブロウ			

部は、更新を示す。

年度	令和8年度	工事番号	830202
路線名			
施工箇所	横手市十文字町植田字宮ノ前97		
工事名	植田浄化センター スクリーンユニット更新工事		
図面名称	設備平面図 (更新図)	図面番号	1 / 6
照査		設計	
		縮尺	図示
横手市 上下水道部 下水道課			

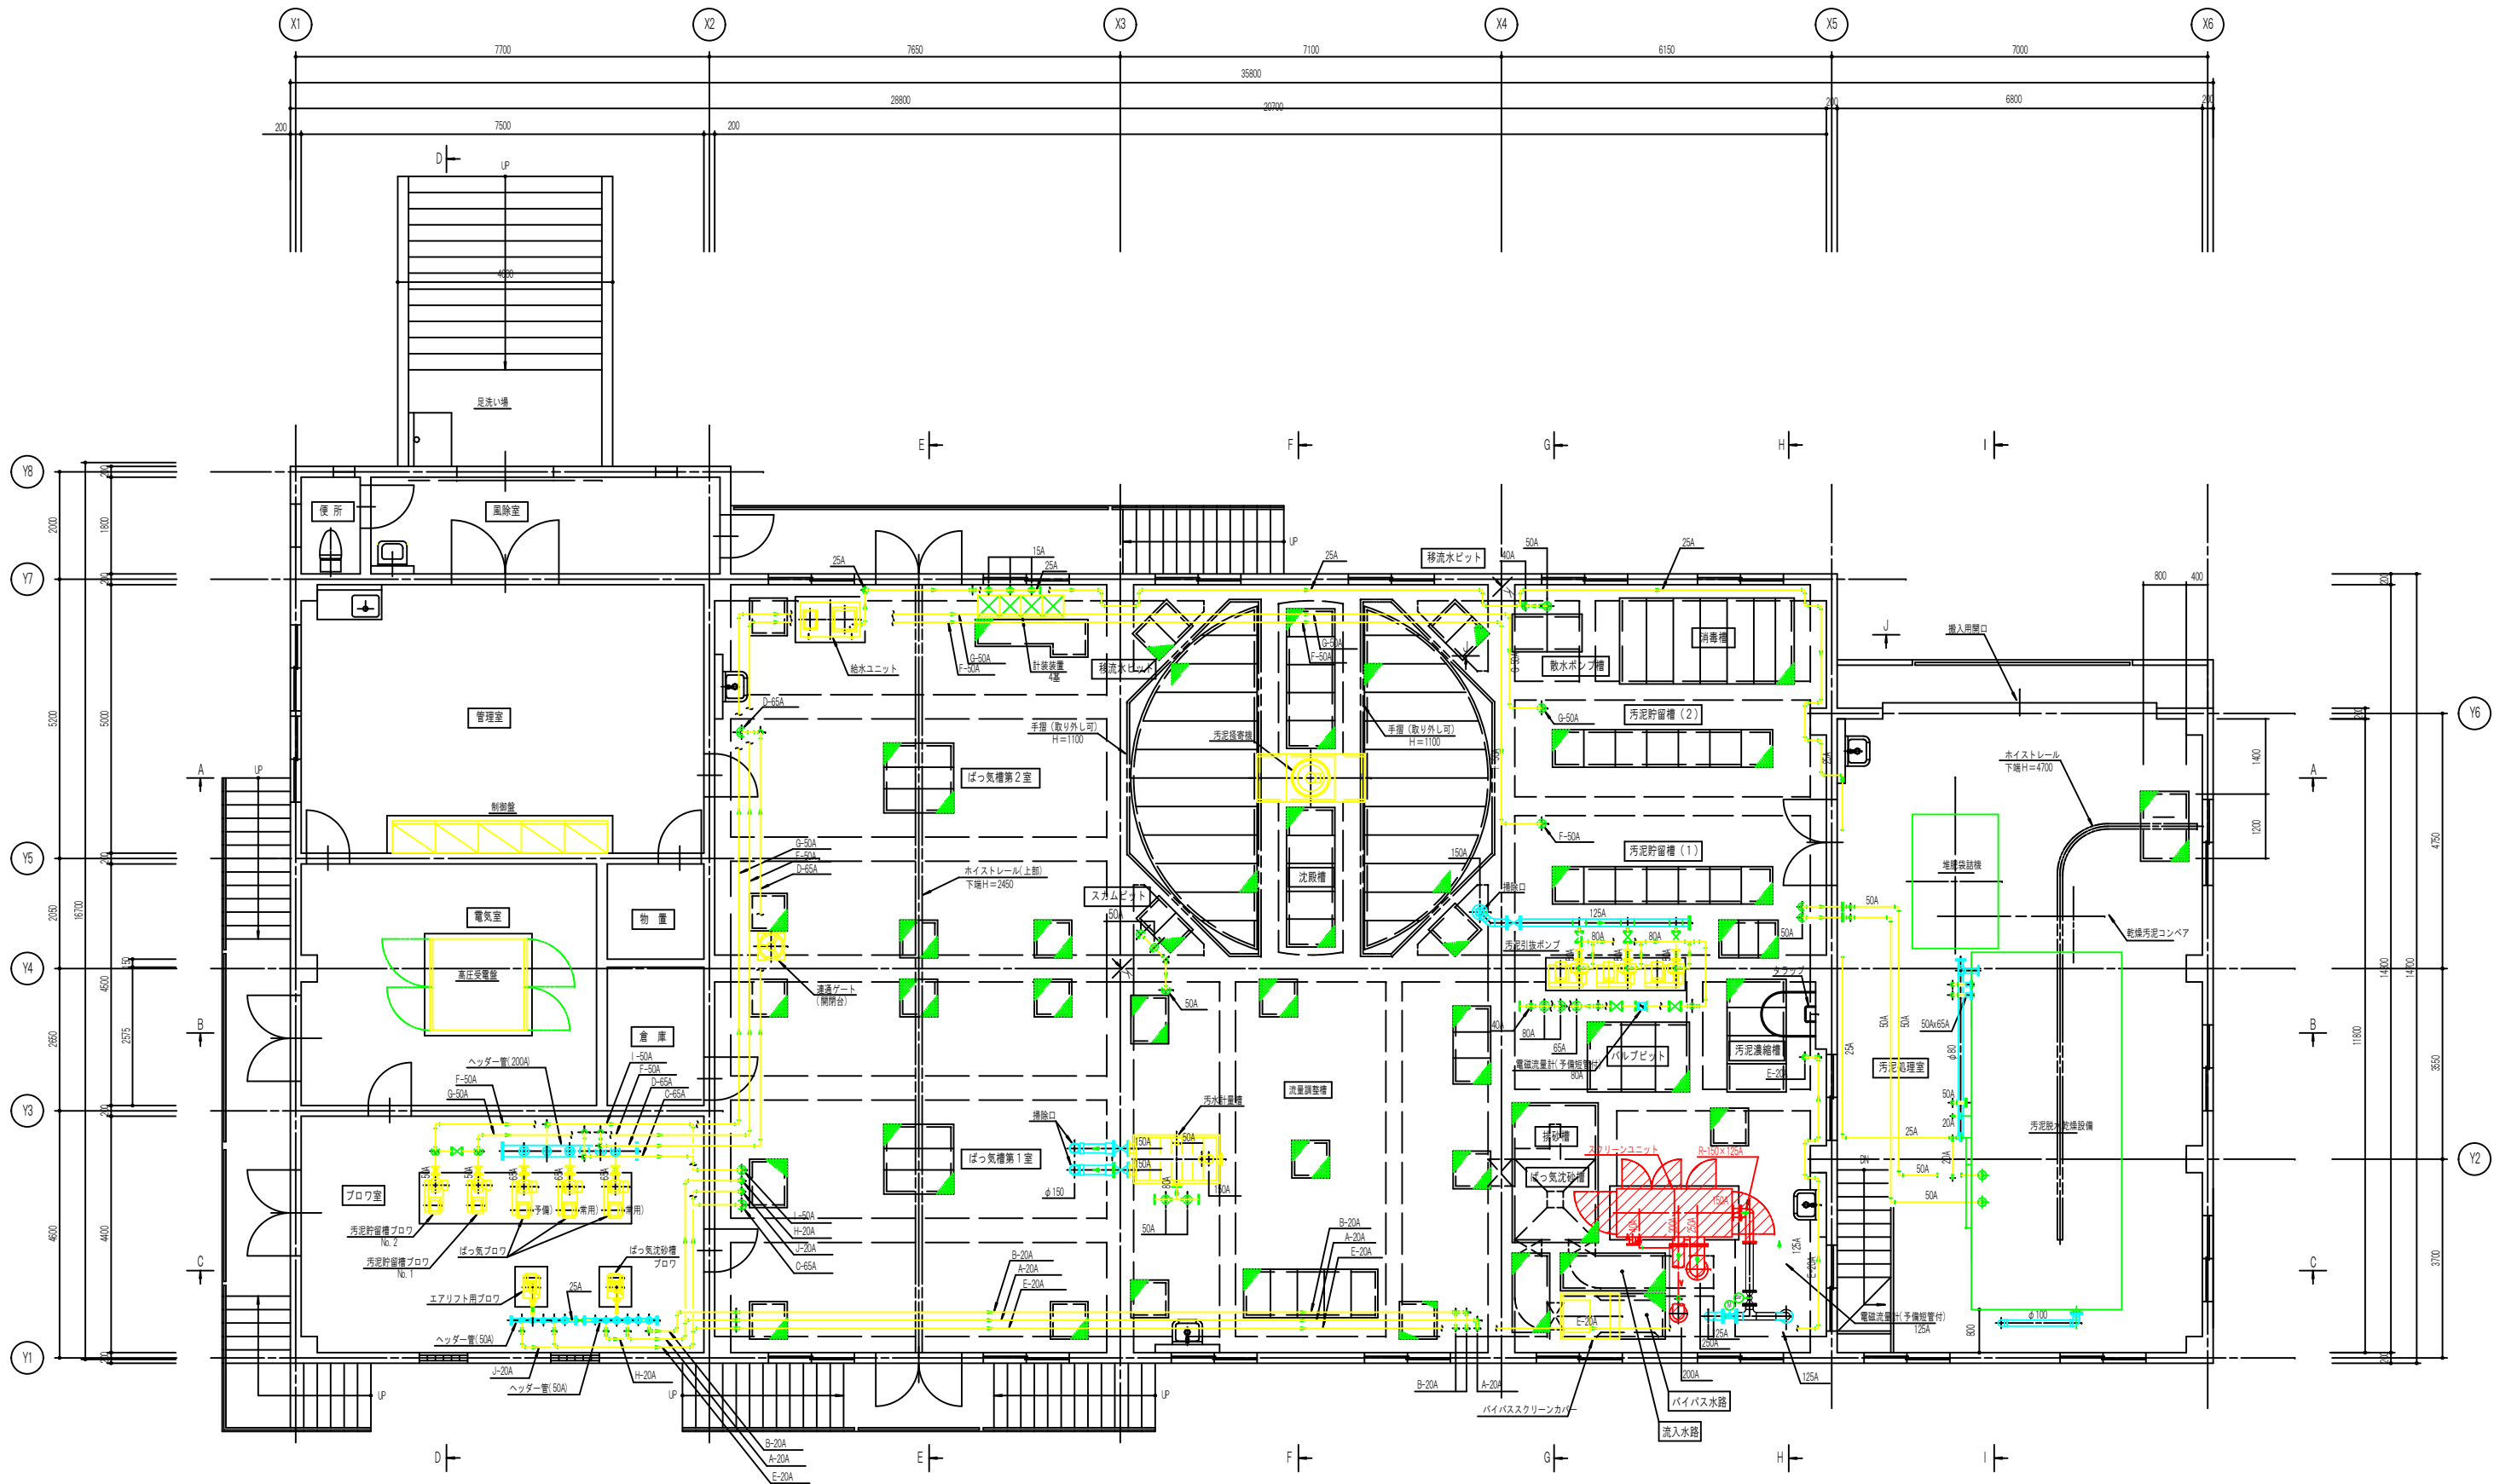

上部平面図 (S=1/60)

記 事



1) 図中 A 表示配管は、SIS管を示し、φ 表示配管は、IP管を示す。

エア一覧リスト

符号	管 径	行 先	符号	管 径	行 先
㊶	20A	ばっ気沈砂槽 沈砂排出ポンプ	○	50A	エアー送し ばっ気ブロウ
㊷	20A	ばっ気沈砂槽 散気装置	○	20A	エアー送し エアリフト用ブロウ
㊸	65A	ばっ気槽 第1室			
㊹	65A	ばっ気槽 第2室			
㊺	20A	汚泥濃縮槽 汚泥引抜ポンプ			
㊻	50A	汚泥貯留槽(1) 攪拌装置			
㊼	50A	汚泥貯留槽(2) 攪拌装置			
㊽	20A	エアー送し ばっ気沈砂槽ブロウ			


部は、撤去を示す。

年 度	令和8年度		工事 番号	830202
路 線 名				
施工箇所	横手市十文字町植田字宮ノ前97			
工 事 名	植田浄化センター スクリーンユニット更新工事			
図面名称	設備平面図 (撤去図)		図面 番号	2 / 6
照査		設計	縮尺	図示
横手市 上下水道部 下水道課				

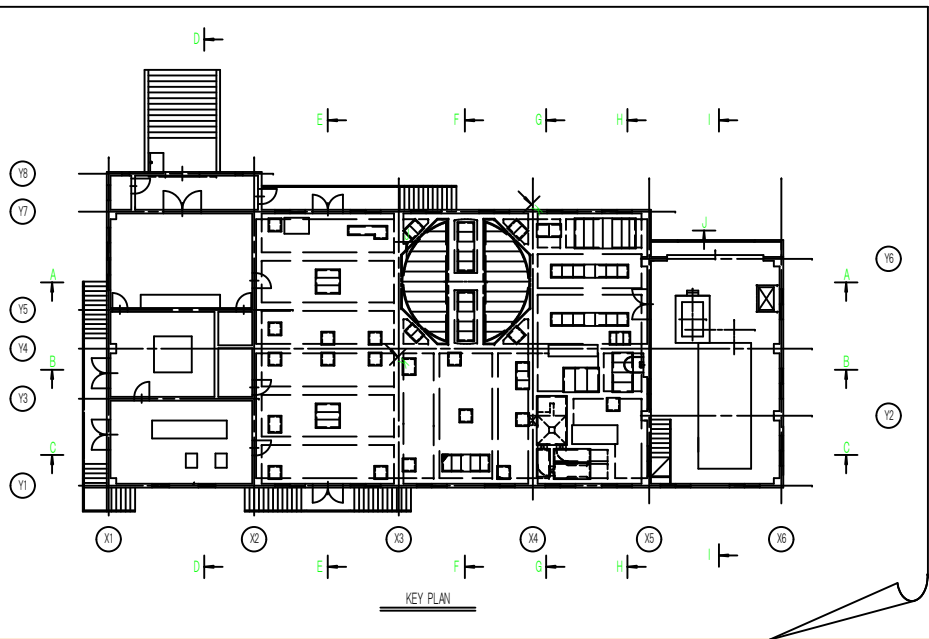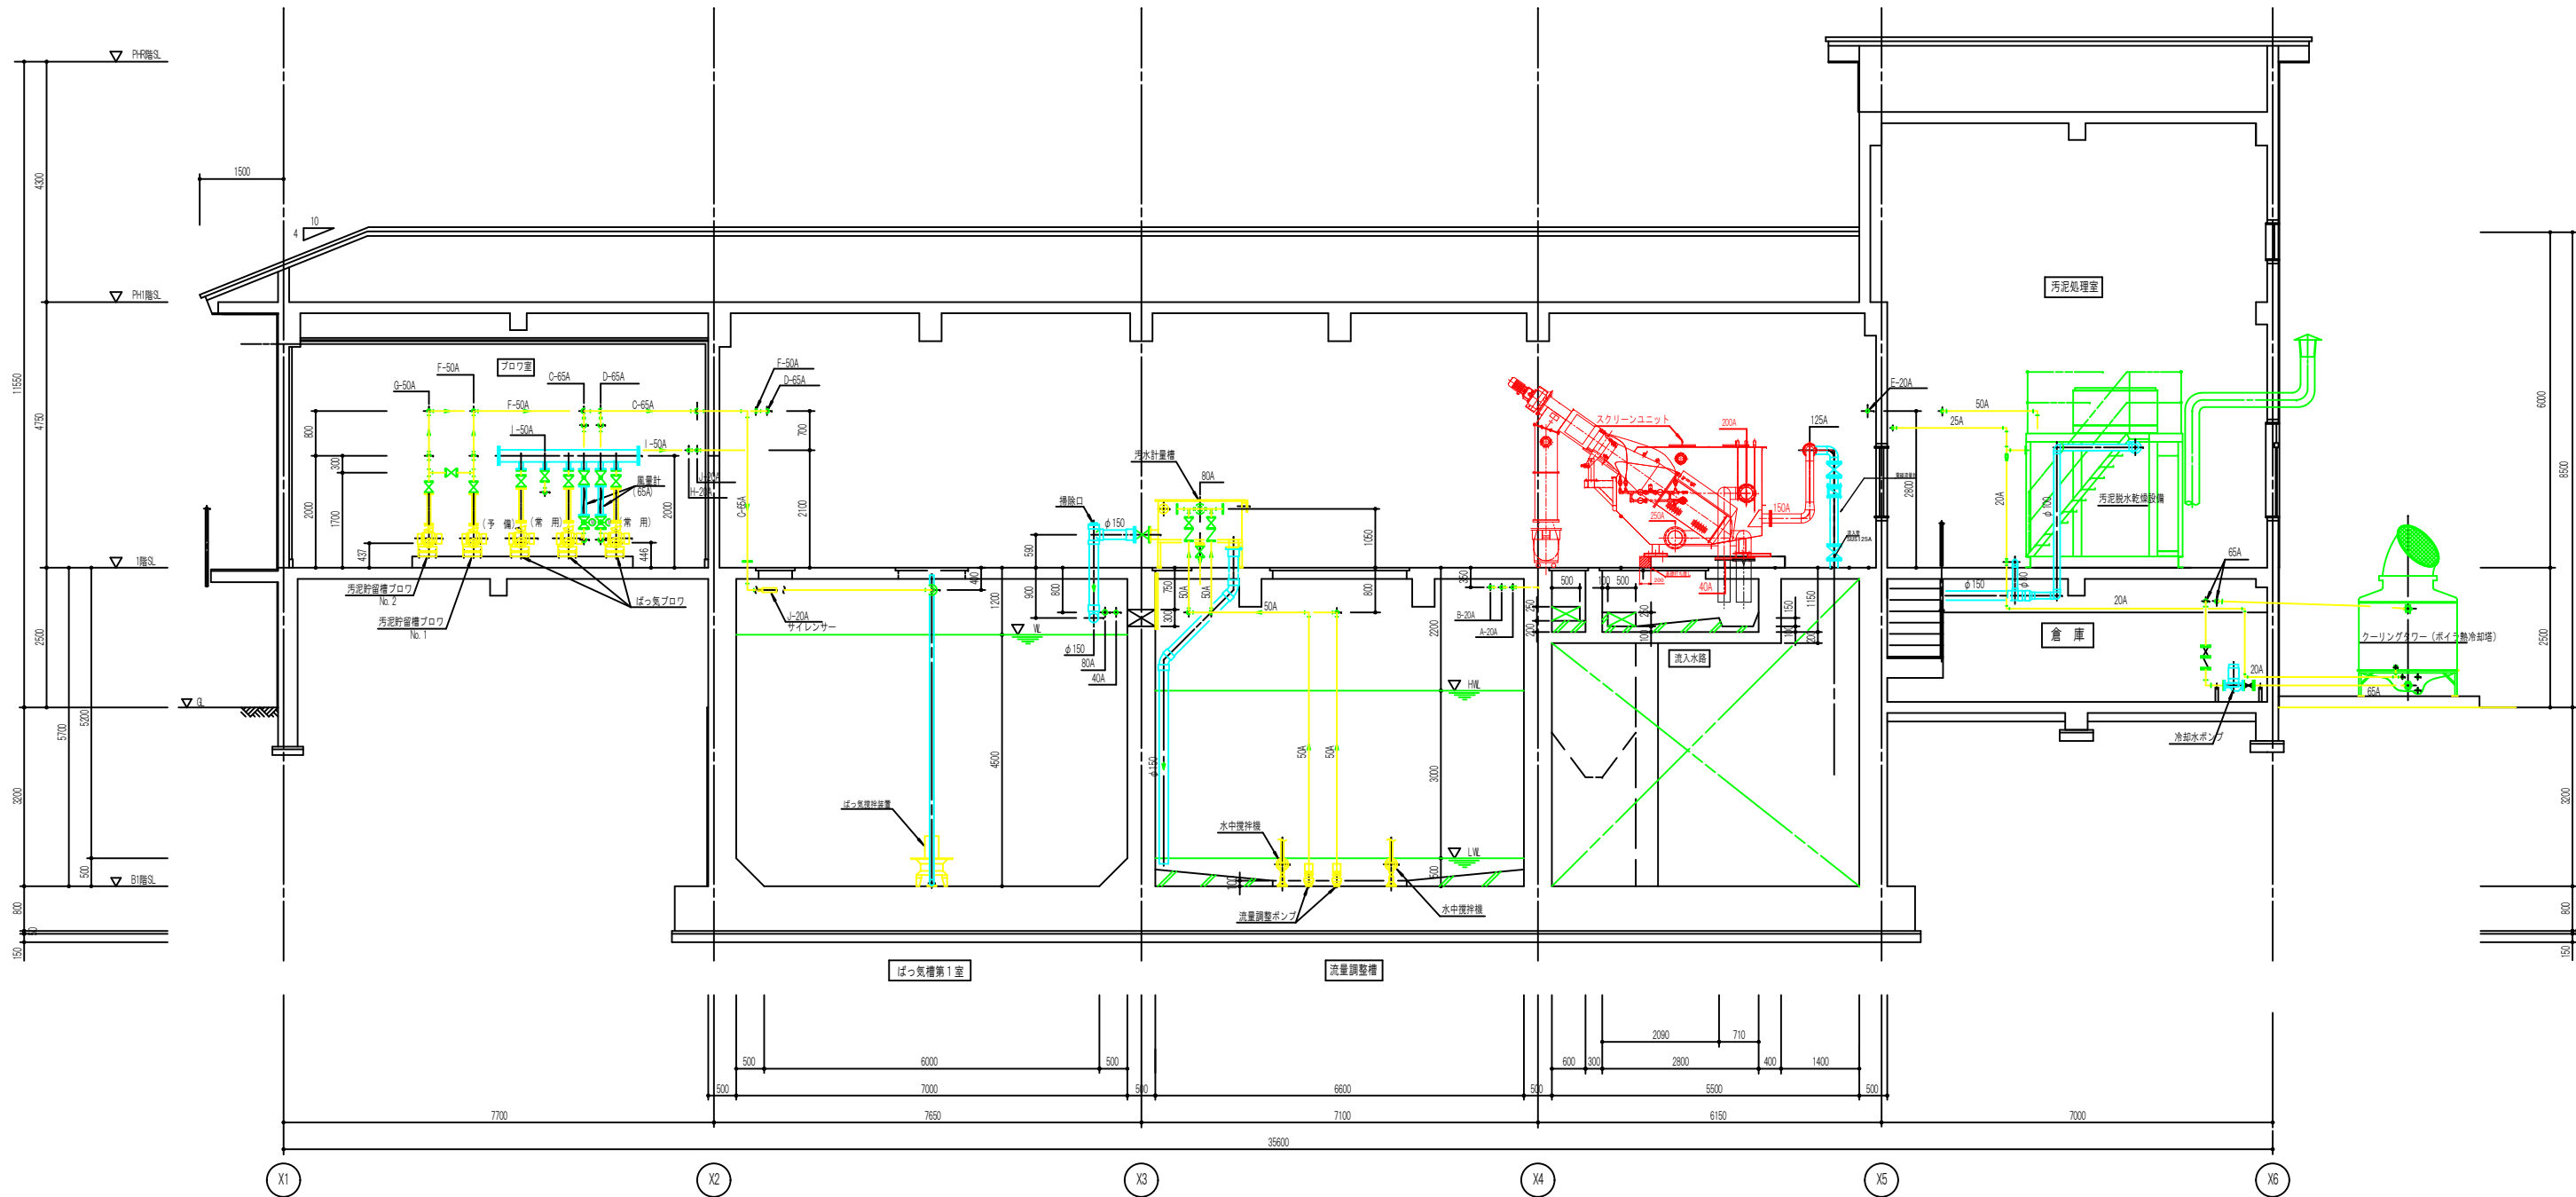

C-C 断面図 S=1:60



エア配管リスト					
符号	管径	行先	符号	管径	行先
①	20A	ばっ気沈砂槽 沈砂排出ポンプ	⑩	50A	エアー送し ばっ気ブロウ
②	20A	ばっ気沈砂槽 散気装置	⑪	20A	エアー送し エアリフト用ブロウ
③	65A	ばっ気槽 第1室			
④	65A	ばっ気槽 第2室			
⑤	20A	汚泥濃縮槽 汚泥引抜ポンプ			
⑥	50A	汚泥貯留槽(1) 攪拌装置			
⑦	50A	汚泥貯留槽(2) 攪拌装置			
⑧	20A	エアー送し ばっ気沈砂槽ブロウ			

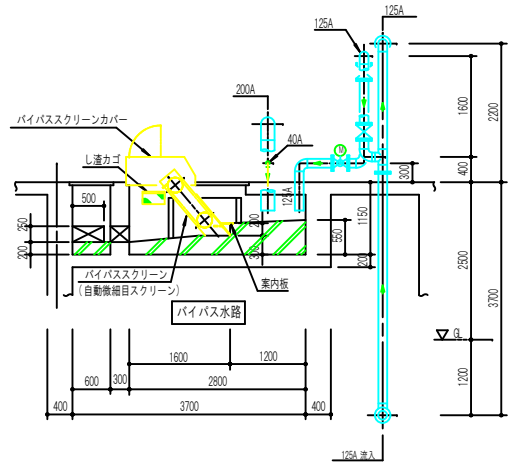

記 事
1) 図中 A 表示配管は、SUS管を示し φ 表示配管は、V管を示す。


部は、更新を示す。

年 度	令和8年度	工事 番号	830202
路 線 名			
施工箇所	横手市十文字町植田字宮ノ前97		
工 事 名	植田浄化センター スクリーンユニット更新工事		
図面名称	C-C断面図 (更新図)	図面 番号	3 / 6
照査		設計	
横手市 上下水道部 下水道課			

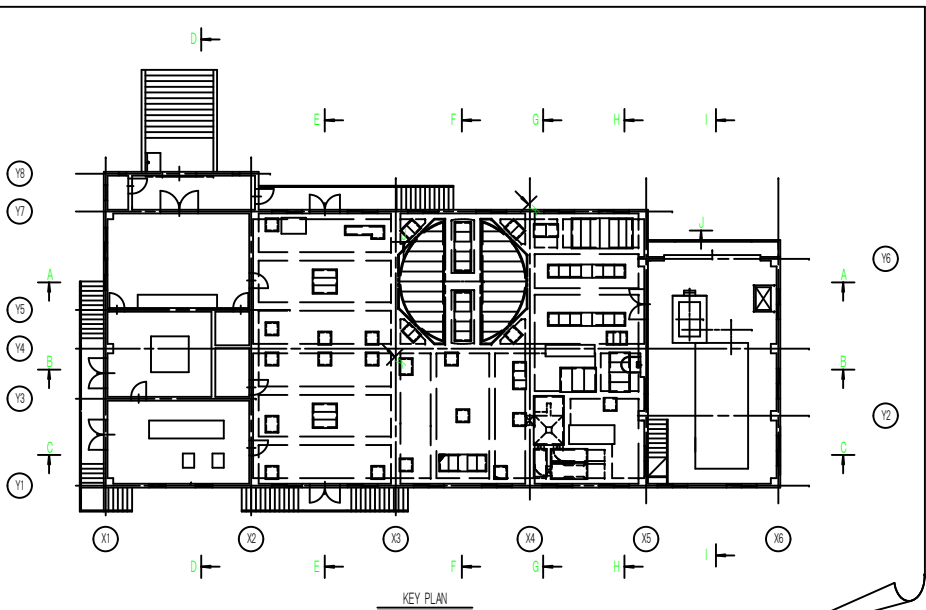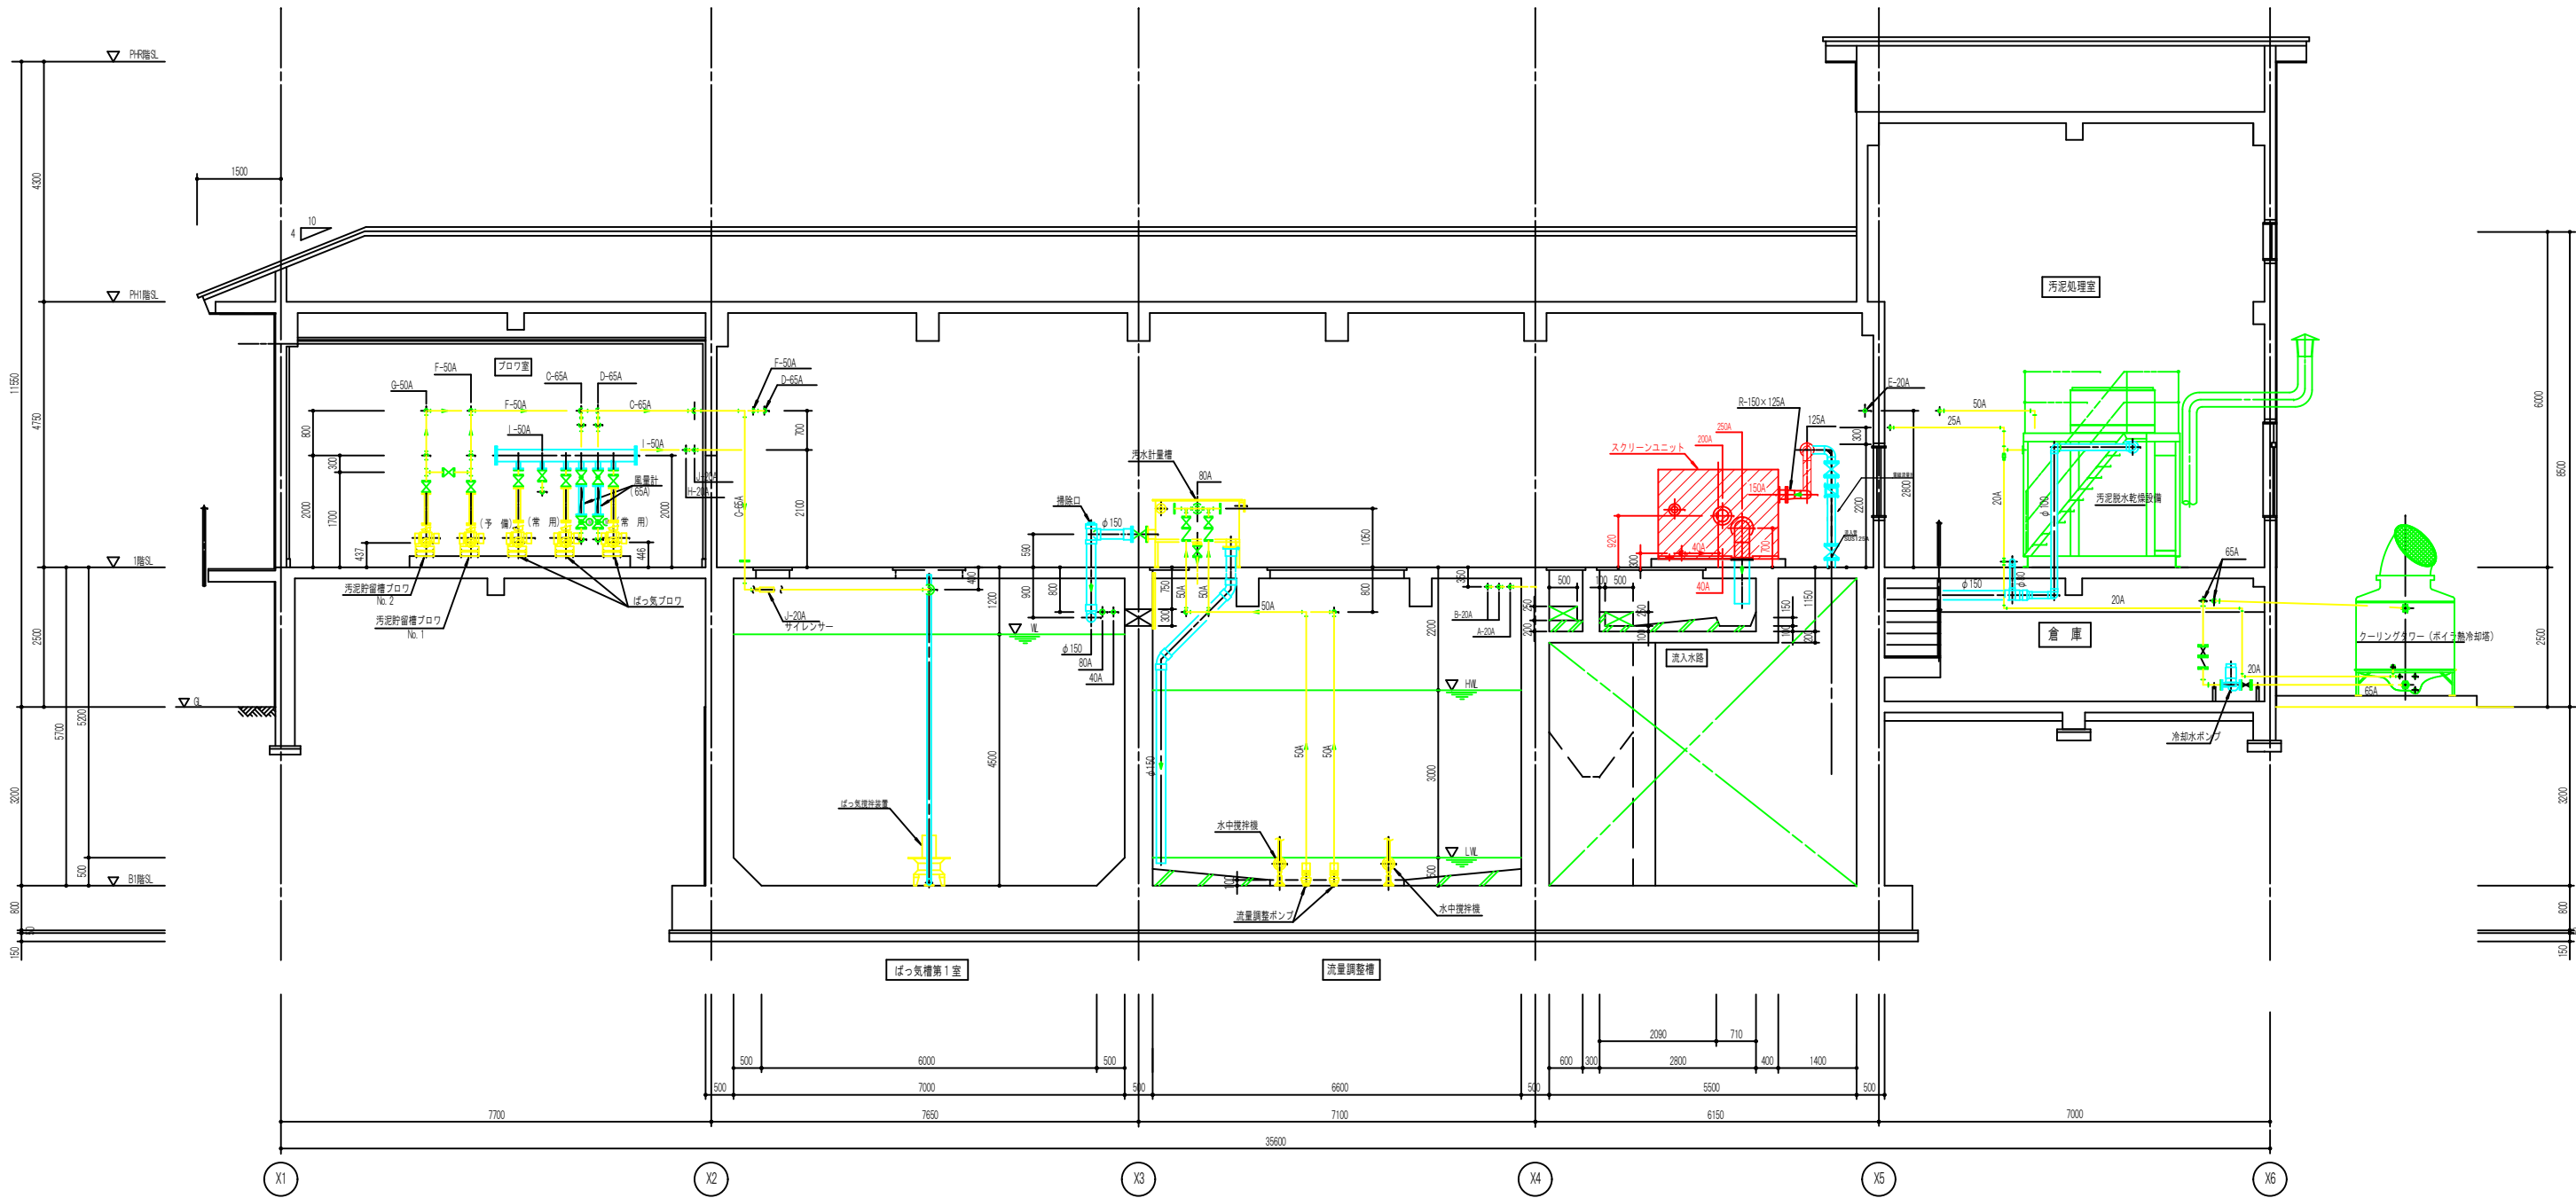

C-C 断面図 S=1:60


エアースキーム					
符号	管径	行先	符号	管径	行先
①	20A	ばっ気沈砂槽 沈砂排出ポンプ	⑩	50A	エアーストック ばっ気ブロウ
②	20A	ばっ気沈砂槽 散気装置	⑪	20A	エアーストック エアリフト用ブロウ
③	65A	ばっ気槽 第1室			
④	65A	ばっ気槽 第2室			
⑤	20A	汚泥濃縮槽 汚泥引抜ポンプ			
⑥	50A	汚泥貯留槽(1) 攪拌装置			
⑦	50A	汚泥貯留槽(2) 攪拌装置			
⑧	20A	エアーストック ばっ気沈砂槽ブロウ			

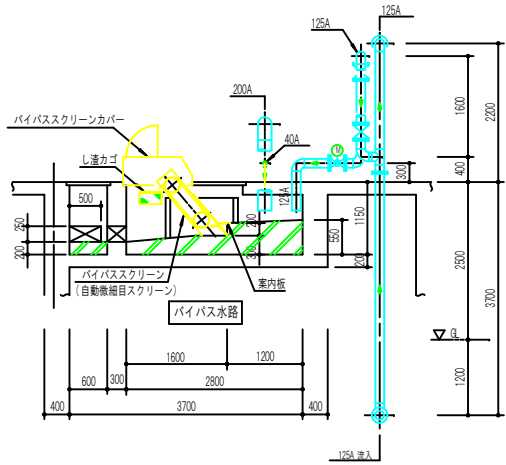

1) 図中 A 表示配管は、SUS管を示し φ 表示配管は、V管を示す。


部は、撤去を示す。

年度	令和8年度	工事番号	830202
路線名	横手市十文字町植田字宮ノ前97		
施工箇所	植田浄化センター		
工事名	スクリーンユニット更新工事		
図面名称	C-C断面図 (撤去図)	図面番号	4 / 6
照査	設計	縮尺	図示
横手市 上下水道部 下水道課			

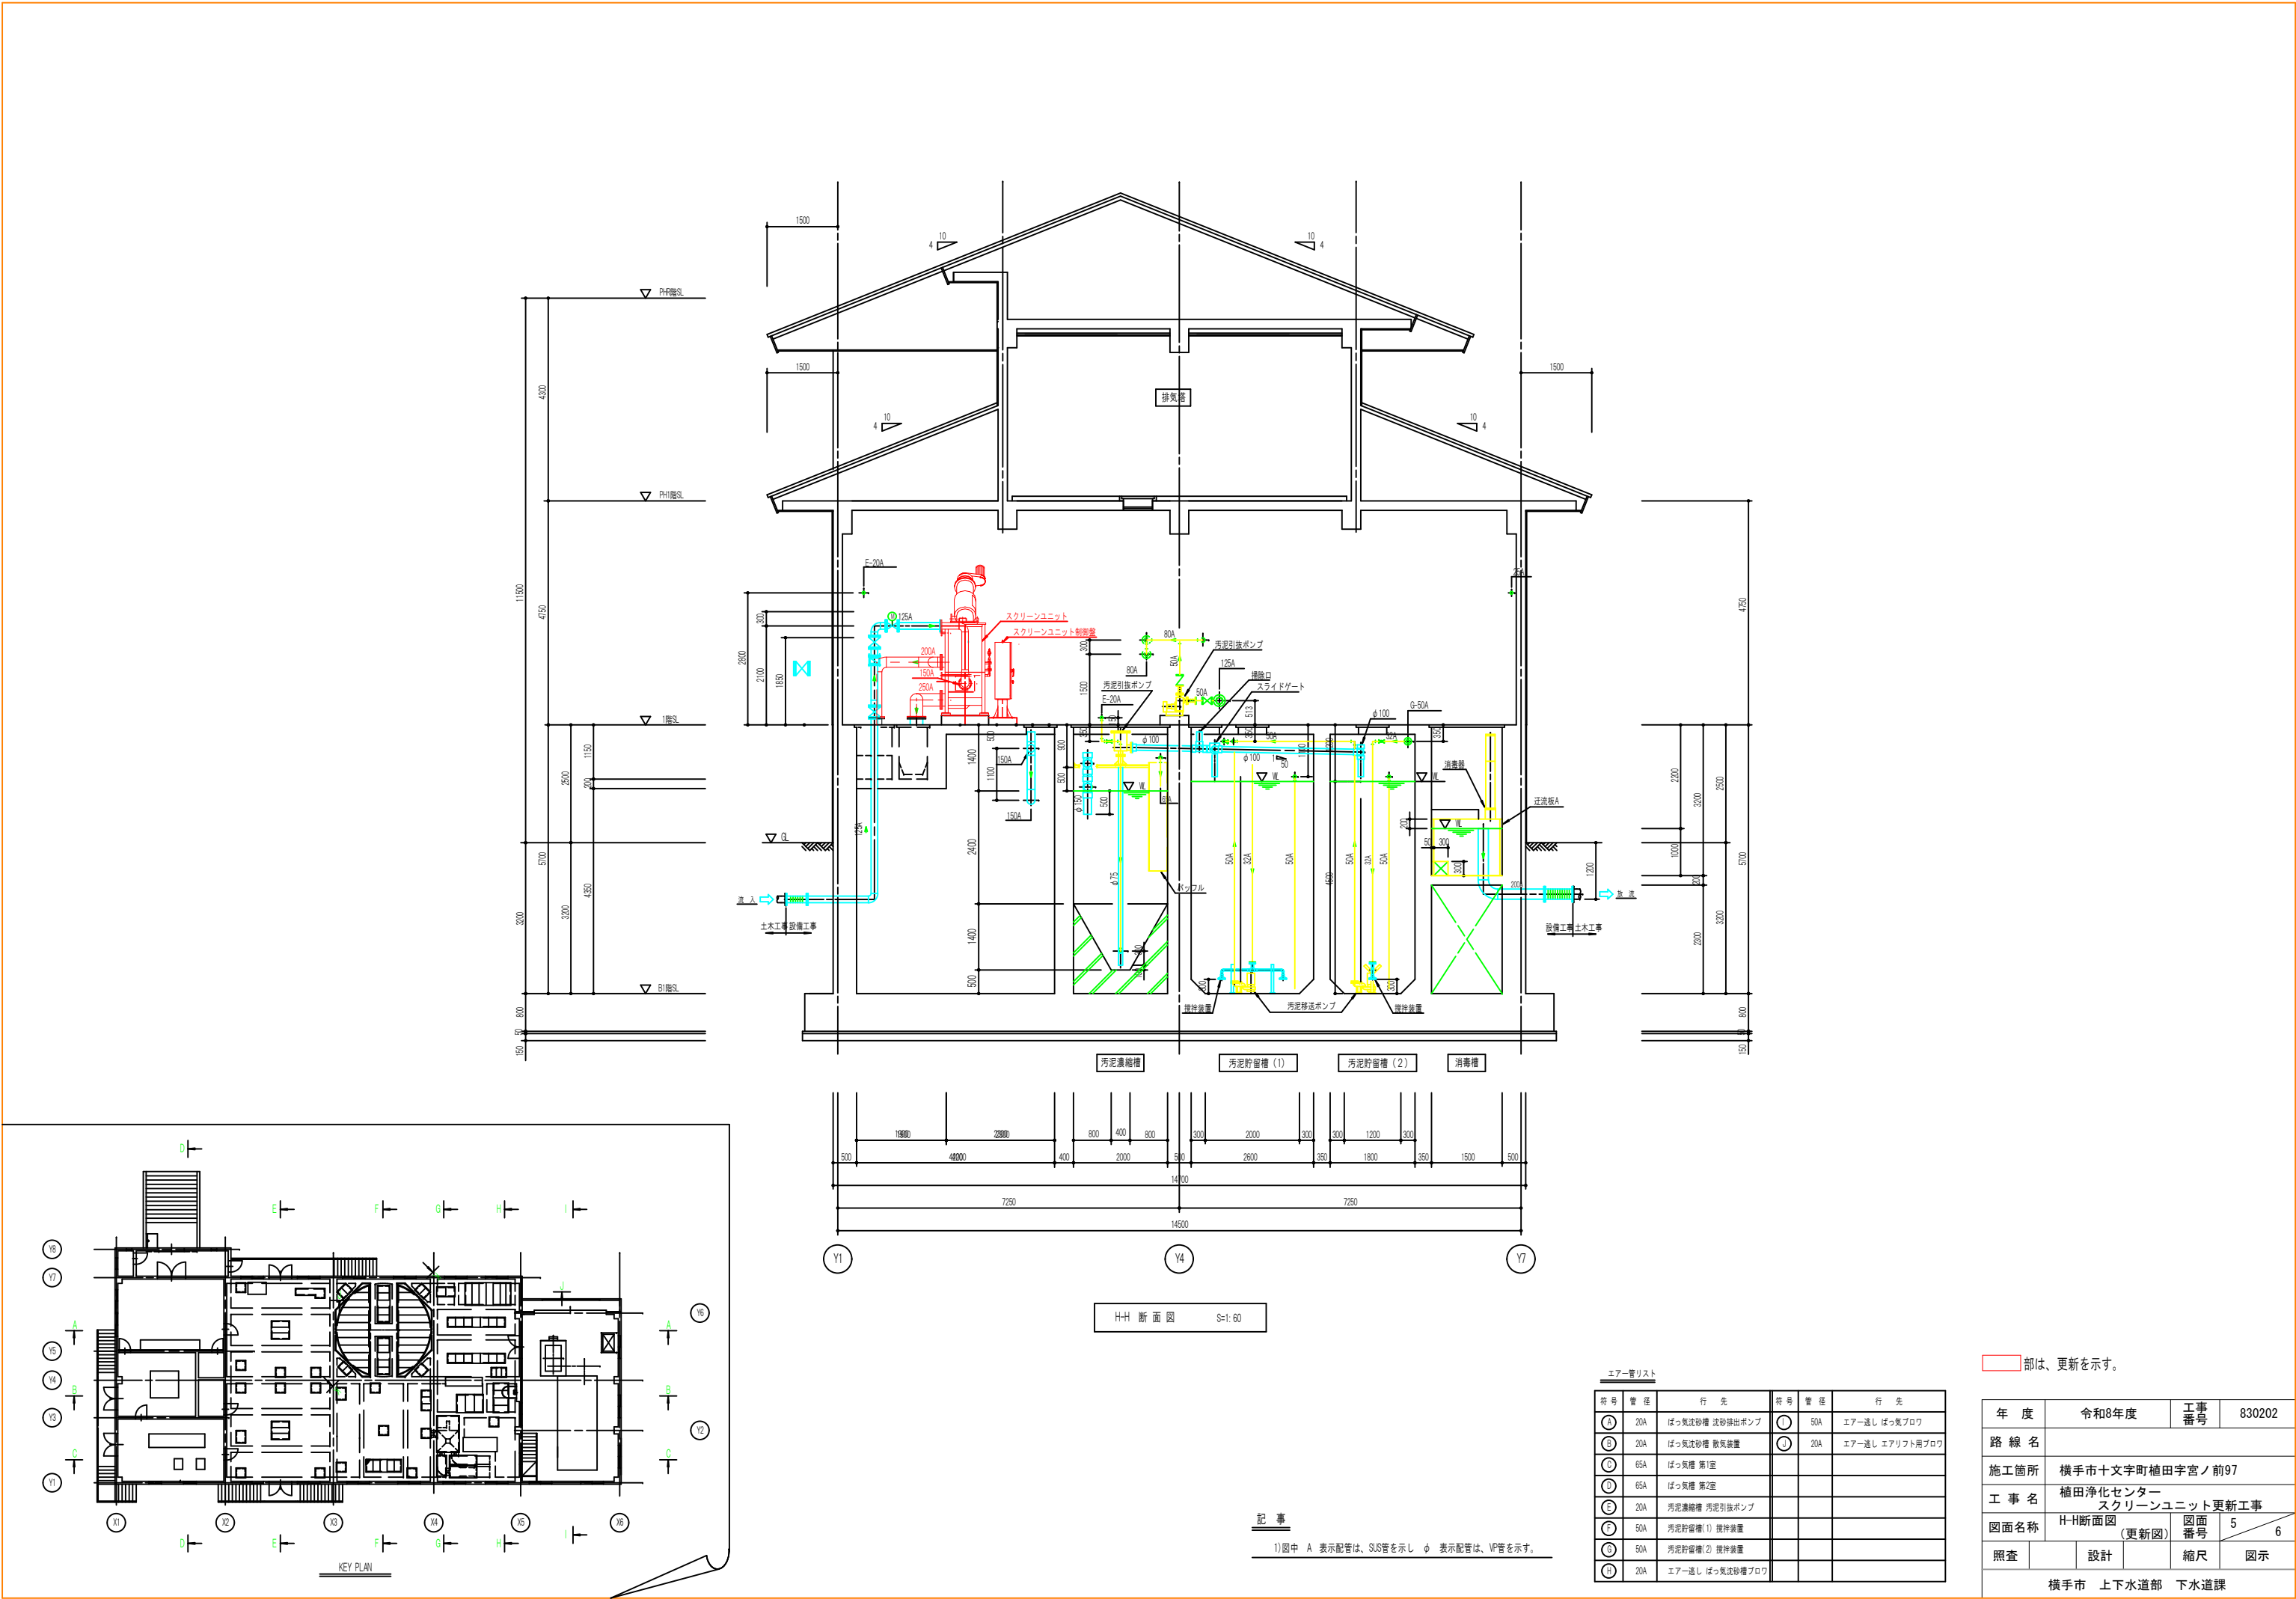

部は、更新を示す。

年 度	令和8年度	工事 番号	830202
路 線 名			
施工箇所	横手市十文字町植田字宮ノ前97		
工 事 名	植田浄化センター スクリーンユニット更新工事		
図面名称	H-H断面図 (更新図)	図面 番号	5 / 6
照査	設計	縮尺	図示
横手市 上下水道部 下水道課			

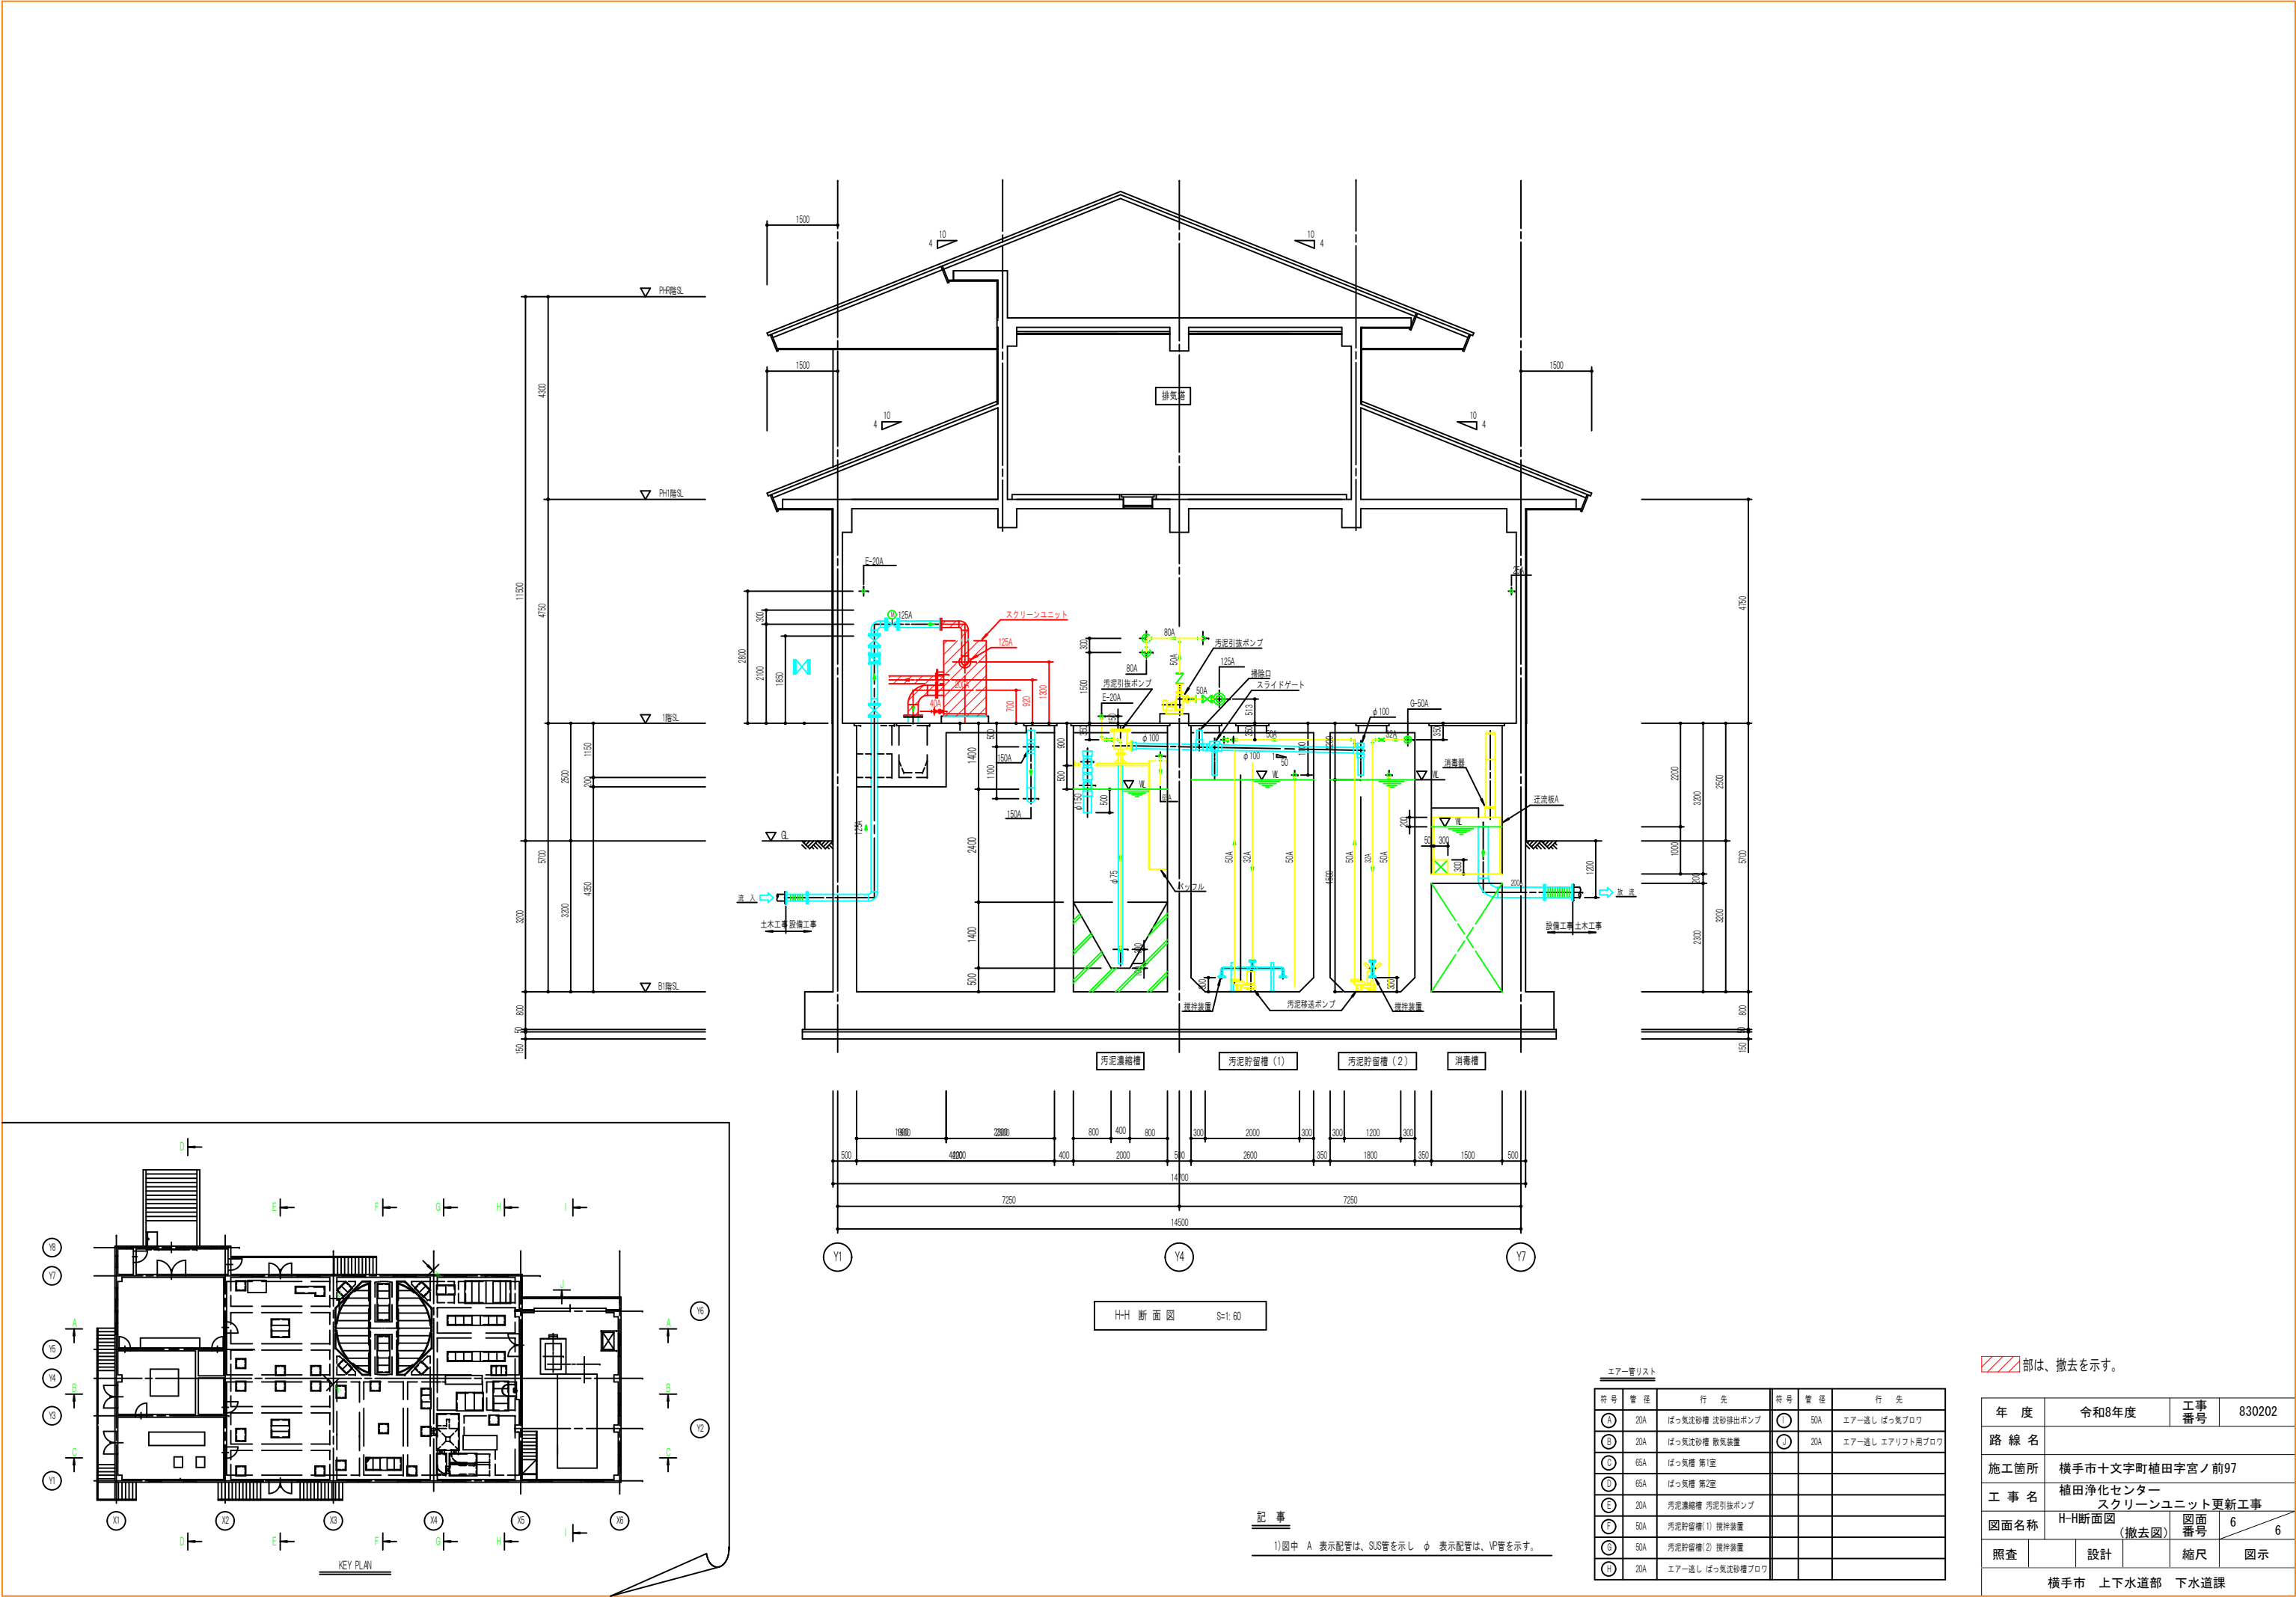

部は、撤去を示す。

年 度	令和8年度	工事 番号	830202
路 線 名			
施工箇所	横手市十文字町植田字宮ノ前97		
工 事 名	植田浄化センター スクリーンユニット更新工事		
図面名称	H-H断面図 (撤去図)	図面 番号	6 / 6
照査		設計	縮尺 図示
横手市 上下水道部 下水道課			