


全体配置図 S=1/500

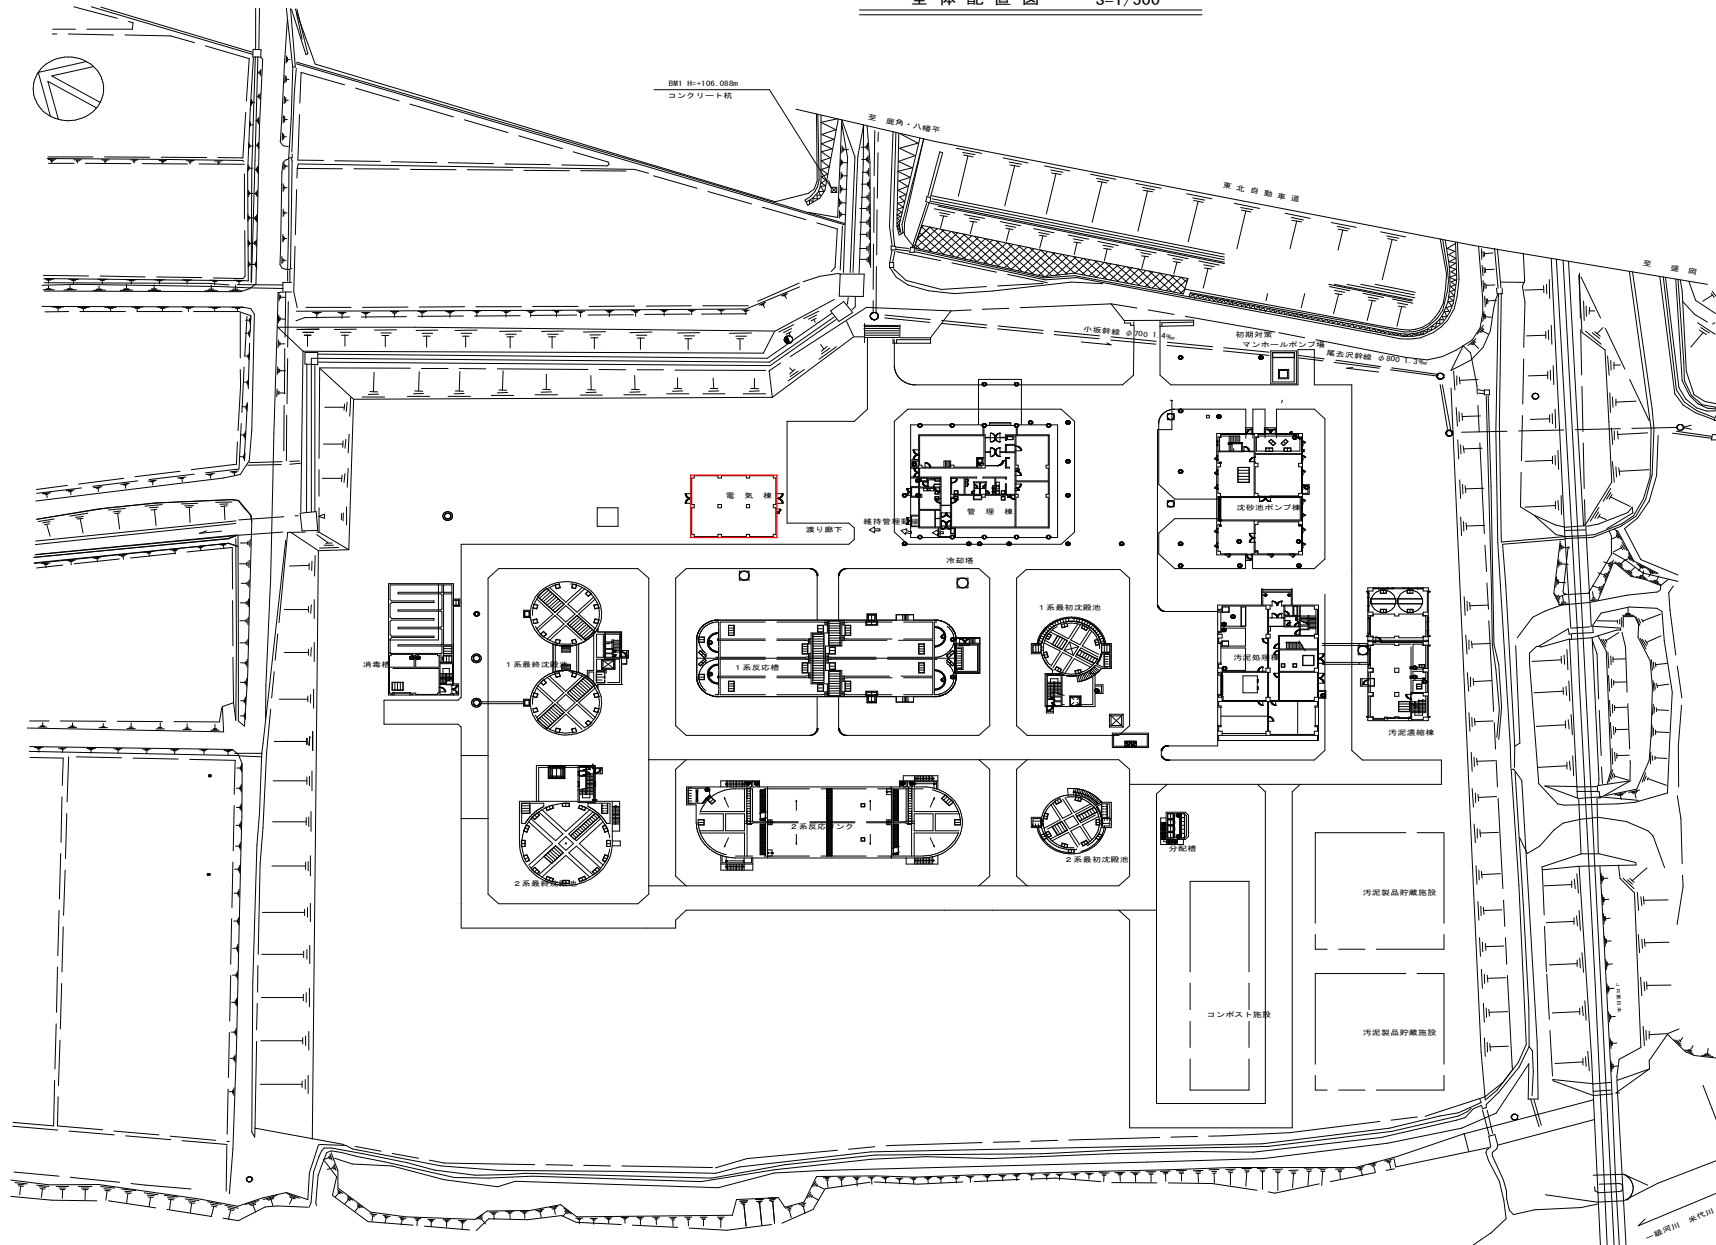


□ 施工箇所

実施設計書

|       |                            |          |              |
|-------|----------------------------|----------|--------------|
| 年度    | 令和 8 年度                    | 工事<br>番号 | 08-Y548-10   |
| 事業名   | 鹿角処理センター<br>非常用発電装置蓄電池修繕工事 |          |              |
| 処理区名  | 鹿角処理区                      | 幹線       | 鹿角処理<br>センター |
| 工事箇所  | 鹿角市十和田錦木字赤沢田 地内            |          |              |
| 図面名称  | 全体配置図                      | 図面<br>番号 | 1 / 3        |
| 照査    | 設計                         | 縮尺       |              |
| 秋 田 県 |                            |          |              |

実施設計図

|         |                            |          |              |
|---------|----------------------------|----------|--------------|
| 令和 8 年度 |                            | 工事<br>番号 | 08-Y548-10   |
| 事業名     | 鹿角処理センター<br>非常用発電装置蓄電池修繕工事 |          |              |
| 処理区名    | 鹿角処理区                      | 幹線名      | 鹿角処理<br>センター |
| 工事箇所    | 鹿角市十和田錦木字赤沢田 地内            |          |              |
| 図面名称    | 蓄電池（始動用）配置図                | 図面<br>番号 | 2 / 3        |
| 照査      | 設計                         | 縮尺       |              |
| 秋 田 県   |                            |          |              |

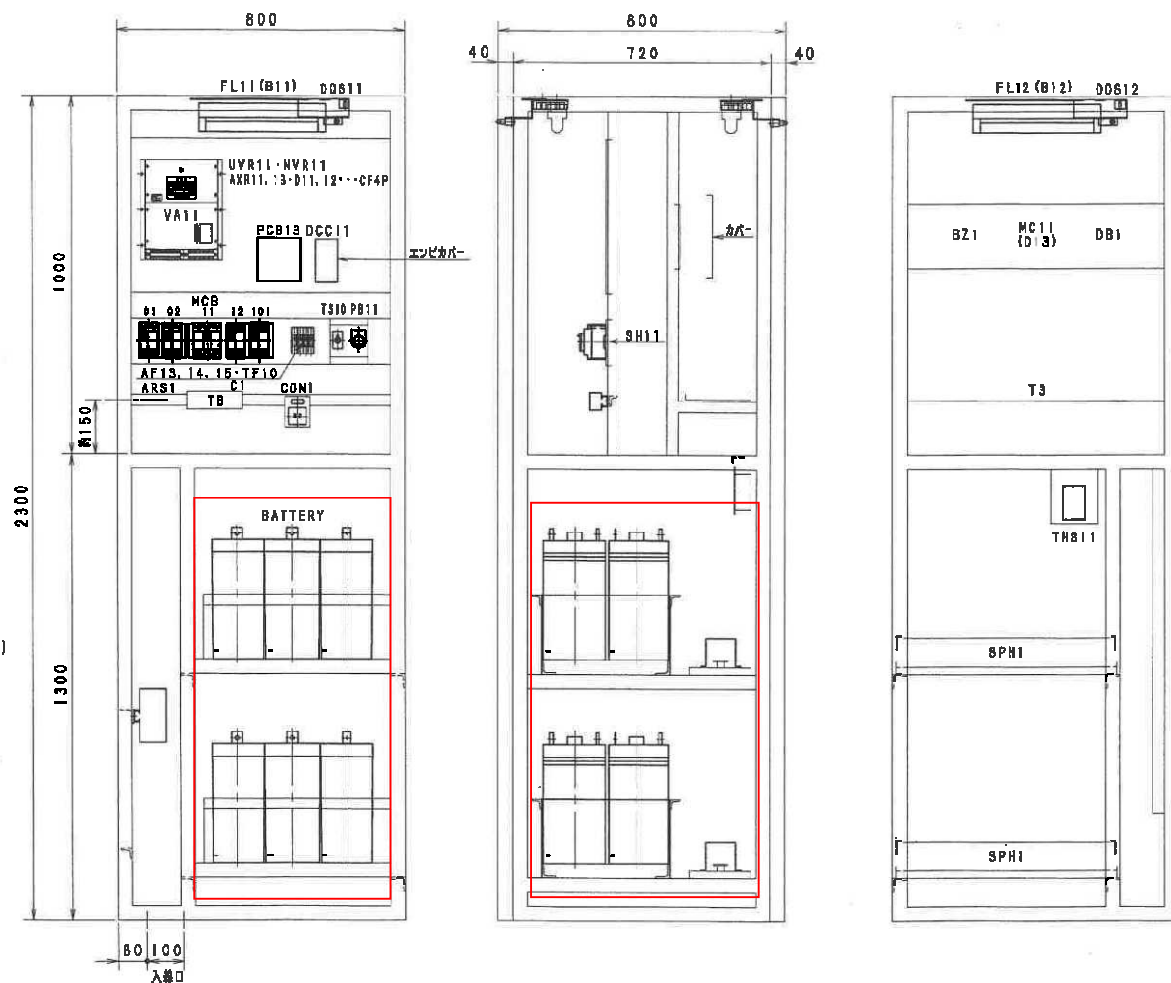


|         |     |     |     |     |     |
|---------|-----|-----|-----|-----|-----|
| BN30Wx7 |     |     |     |     |     |
| 1       | PI1 | AL1 | AL2 | Y11 | Y15 |

施工箇所

納入先 北秋田地域振興局  
工事名 米代川流域下水道工事（鹿角）YE14-10

|                                 |                                  |                      |                                |
|---------------------------------|----------------------------------|----------------------|--------------------------------|
| 第三角法<br>3RD ANGLE<br>PROJECTION | 承認 APPROVED BY<br>番 氏            | 調査 CHECKED BY<br>番 田 | 名 称 TITLE<br>部品配置図（始動用）        |
| 尺 度 SCALE<br>1:10               | 設計 DESIGNER BY<br>番 本<br>13.3.14 | 概算 DRAWN BY          | FM12W-MSJ300U                  |
| 単位 UNITS<br>mm                  | 株式会社富士電工<br>FUJ DENKO CO., LTD.  |                      | 図面番号 DRAWING NO.<br>SAS-5133-1 |

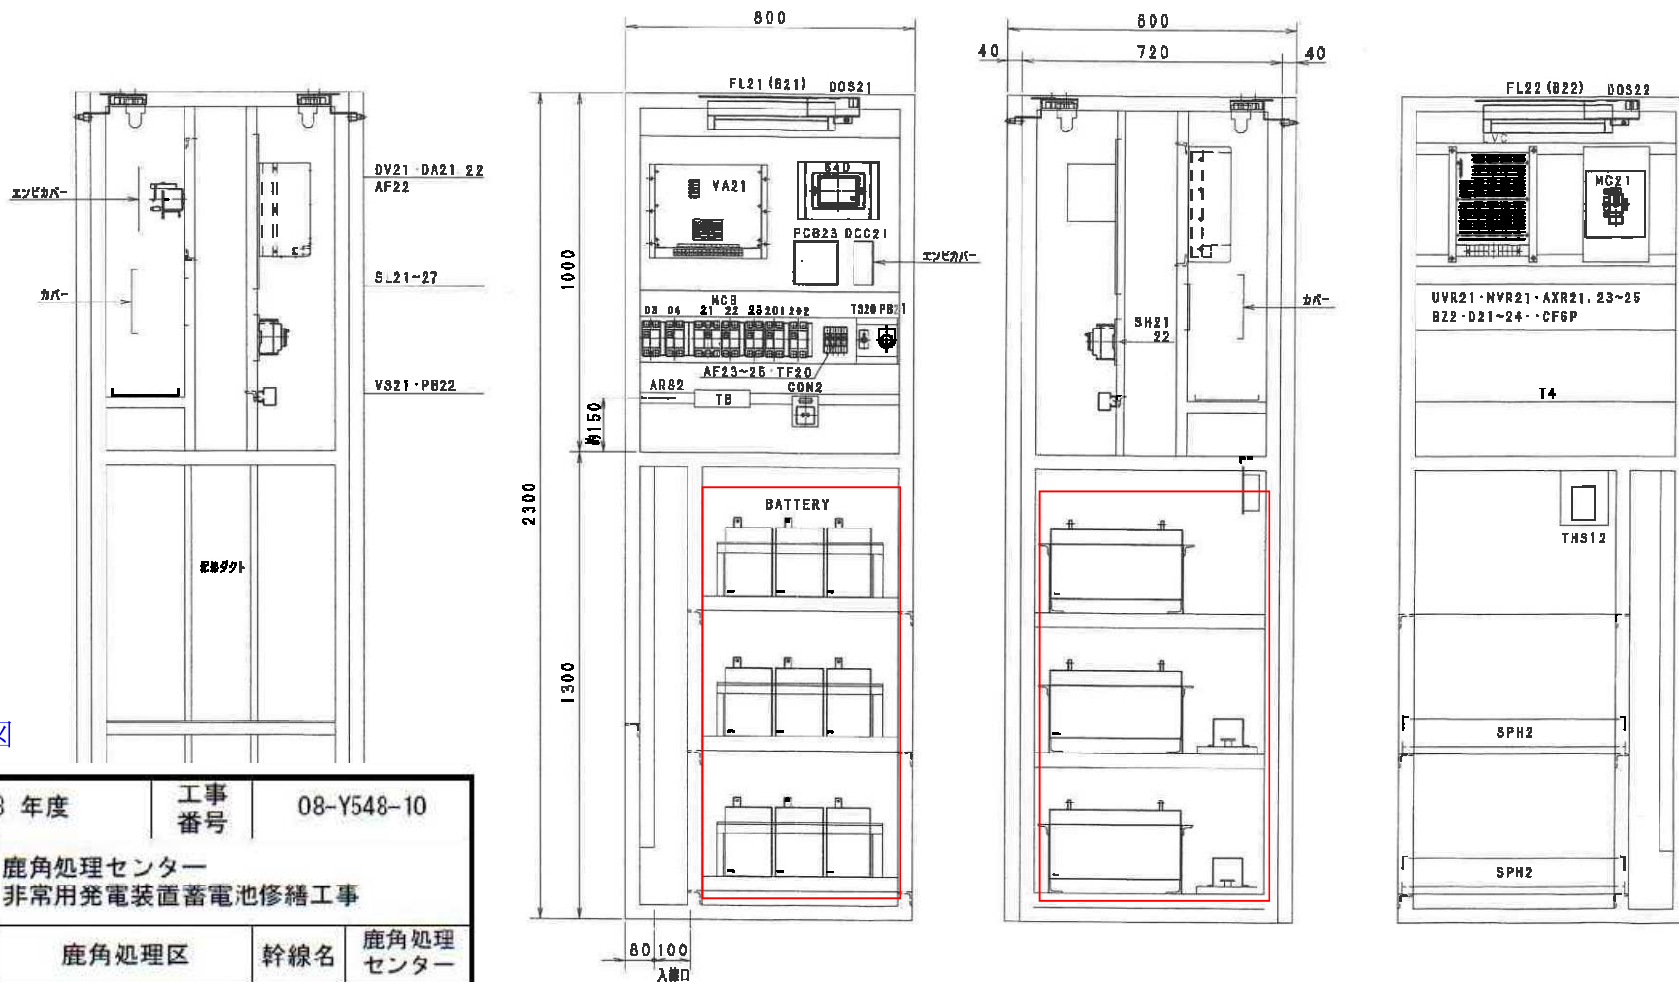

実施設計図

|         |                            |          |              |
|---------|----------------------------|----------|--------------|
| 令和 8 年度 |                            | 工事<br>番号 | 08-Y548-10   |
| 事業名     | 鹿角処理センター<br>非常用発電装置蓄電池修繕工事 |          |              |
| 処理区名    | 鹿角処理区                      | 幹線名      | 鹿角処理<br>センター |
| 工事箇所    | 鹿角市十和田錦木字赤沢田 地内            |          |              |
| 図面名称    | 蓄電池（制御用）配置図                | 図面<br>番号 | 3 / 3        |
| 照査      | 設計                         | 縮尺       |              |
| 秋 田 県   |                            |          |              |

|         |     |     |     |   |     |
|---------|-----|-----|-----|---|-----|
| BN30Wx7 |     |     |     |   |     |
| PS2     | ALS | AL4 | Y21 | ~ | Y22 |

施工箇所

納入先 北秋田地域振興局 股  
工事名 米代川流域下水道工事（鹿角）YE14-10

|                                 |                                 |                     |                                 |
|---------------------------------|---------------------------------|---------------------|---------------------------------|
| 第三角法<br>3RD ANGLE<br>PROJECTION | 承認 APPROVED BY<br>倉田            | 調査 CHECKED BY<br>倉田 | 名 称 TITLE<br>部品配置図（制御用）         |
| 尺 寸 SCALE<br>1:10               | 設計 DESIGNED BY<br>倉田            | 製図 DRAWN BY<br>倉田   | FK15WD-MSJ50U                   |
| 単位 UNIT<br>mm                   | 株式会社富士電工<br>FUJIDENKO CO., LTD. |                     | 図面番号 DRAWING NO.<br>SAS-5133-2E |