



● : スノーポール設置箇所（塩化ビニール管へ挿入）

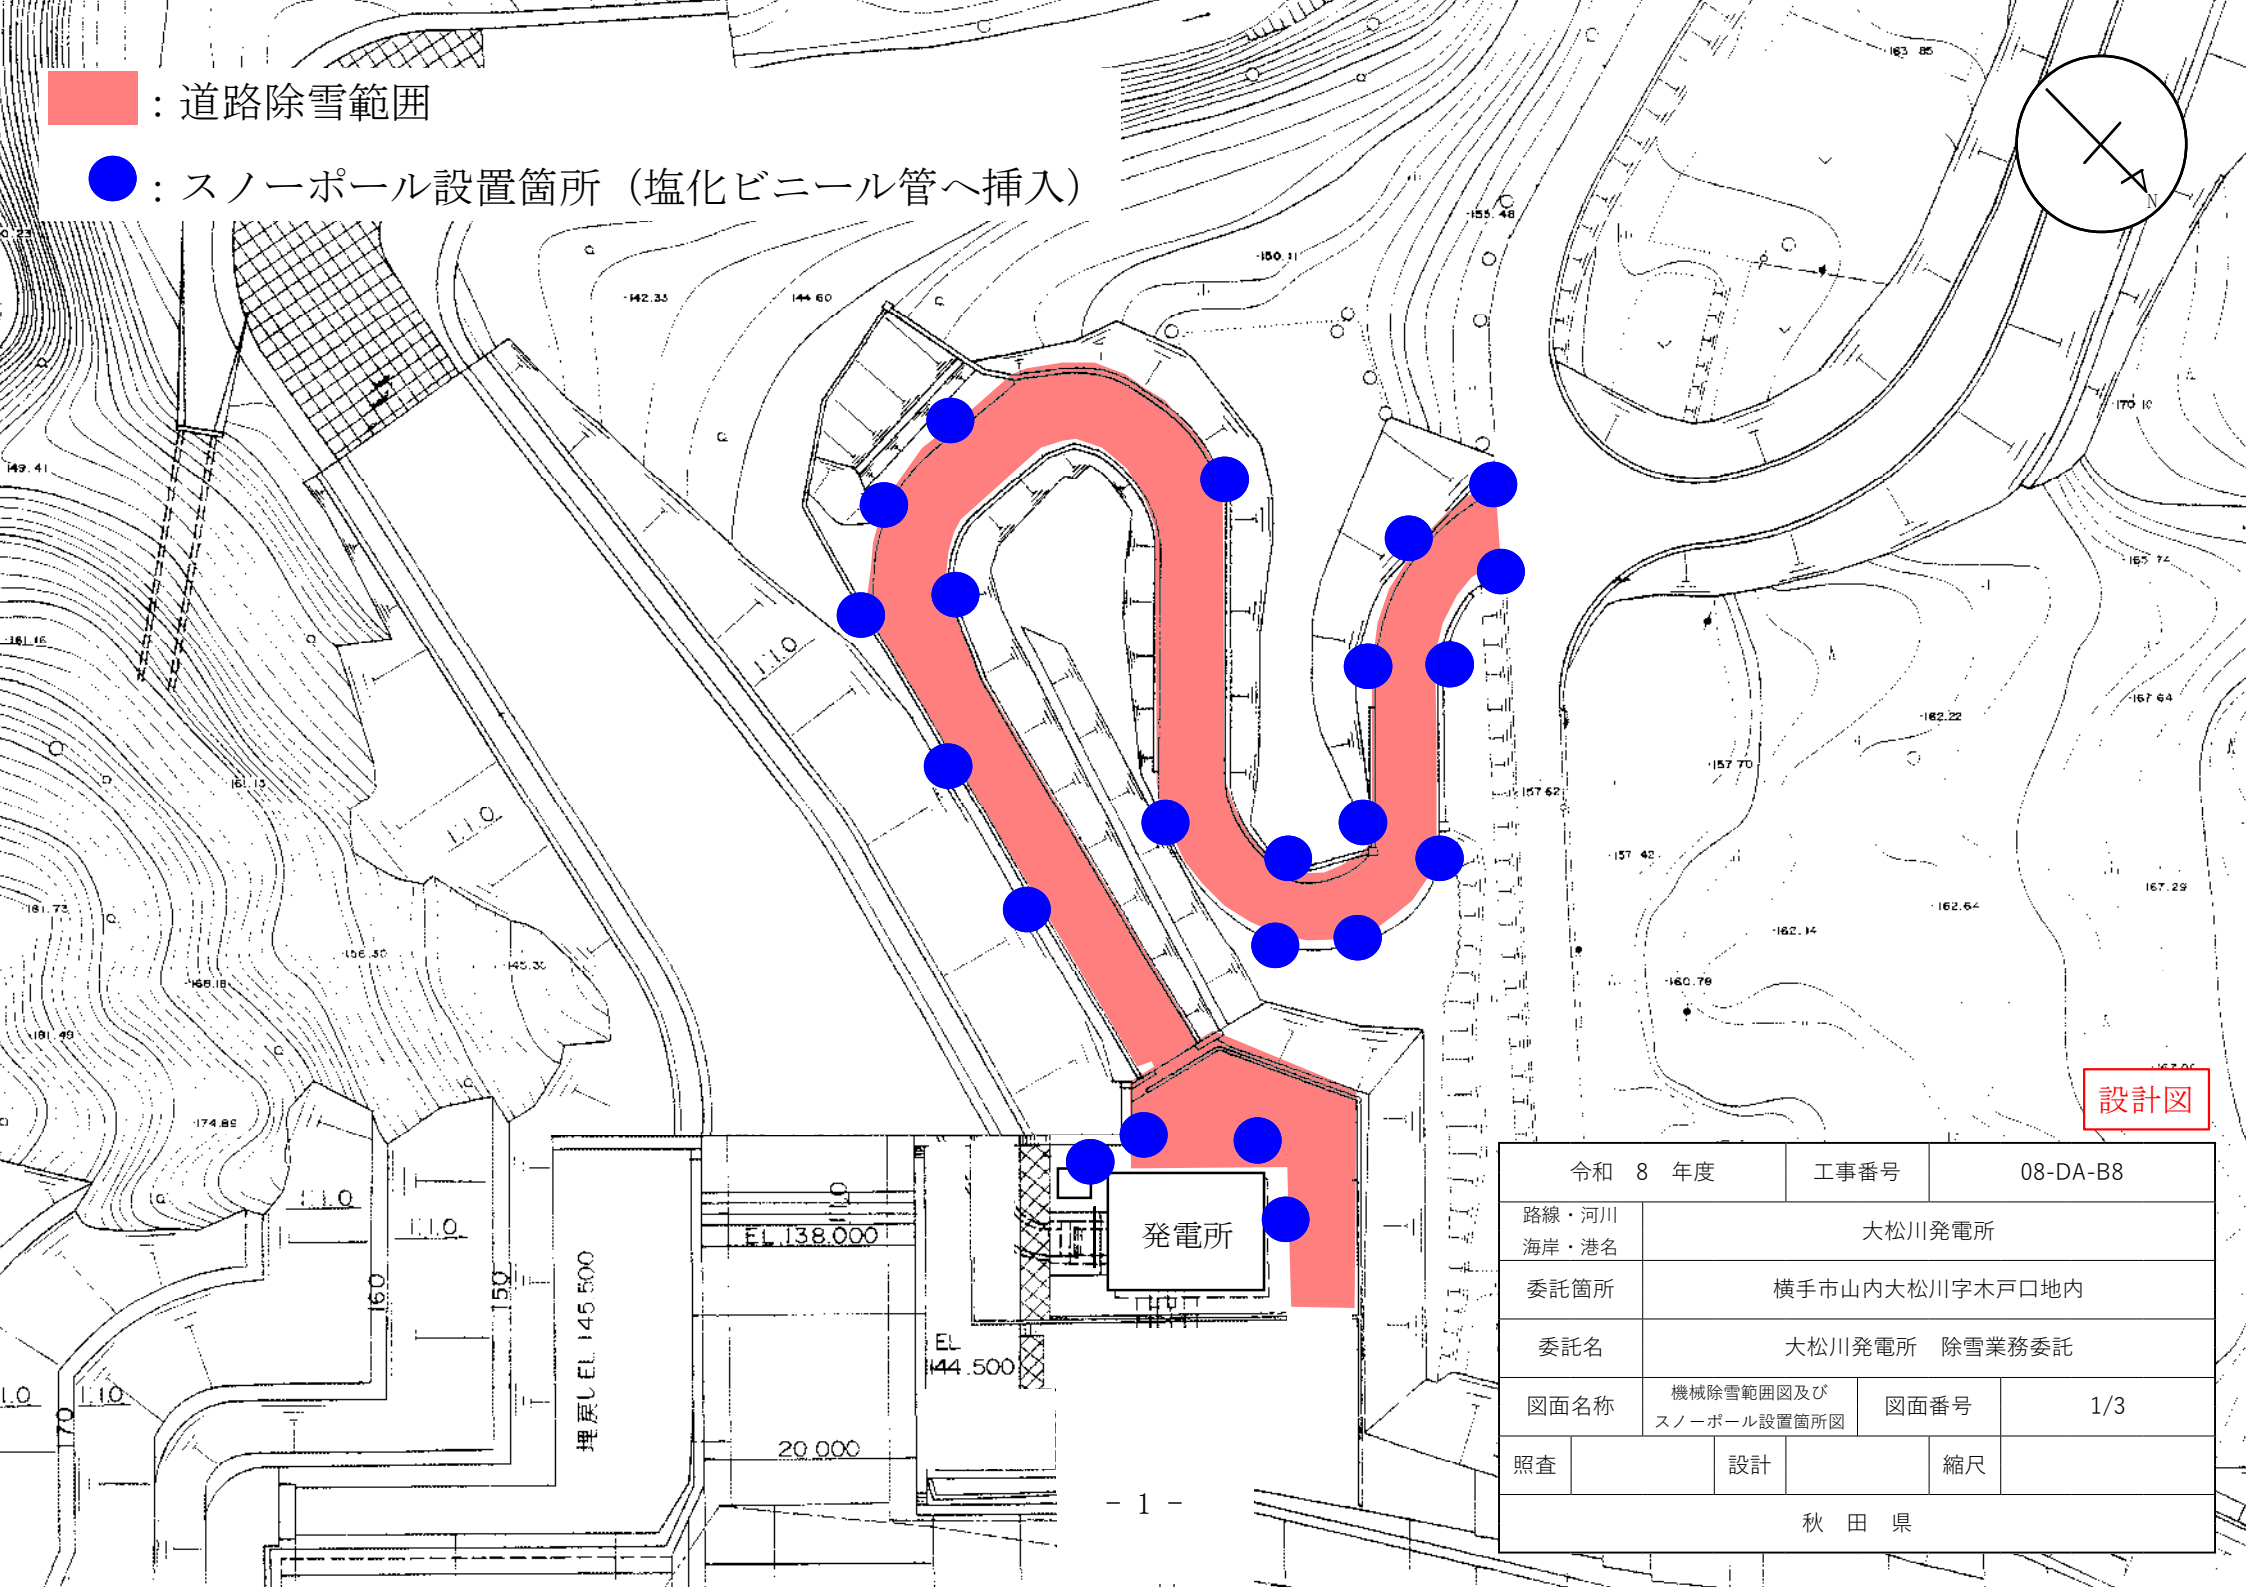

設計図

令和 8 年度		工事番号		08-DA-B8	
路線・河川 海岸・港名		大松川発電所			
委託箇所		横手市山内大松川字木戸口地内			
委託名		大松川発電所 除雪業務委託			
図面名称		機械除雪範囲図及び スノーポール設置箇所図		図面番号	
1/3					
照査		設計		縮尺	
秋 田 県					


：人力除雪箇所（高所）

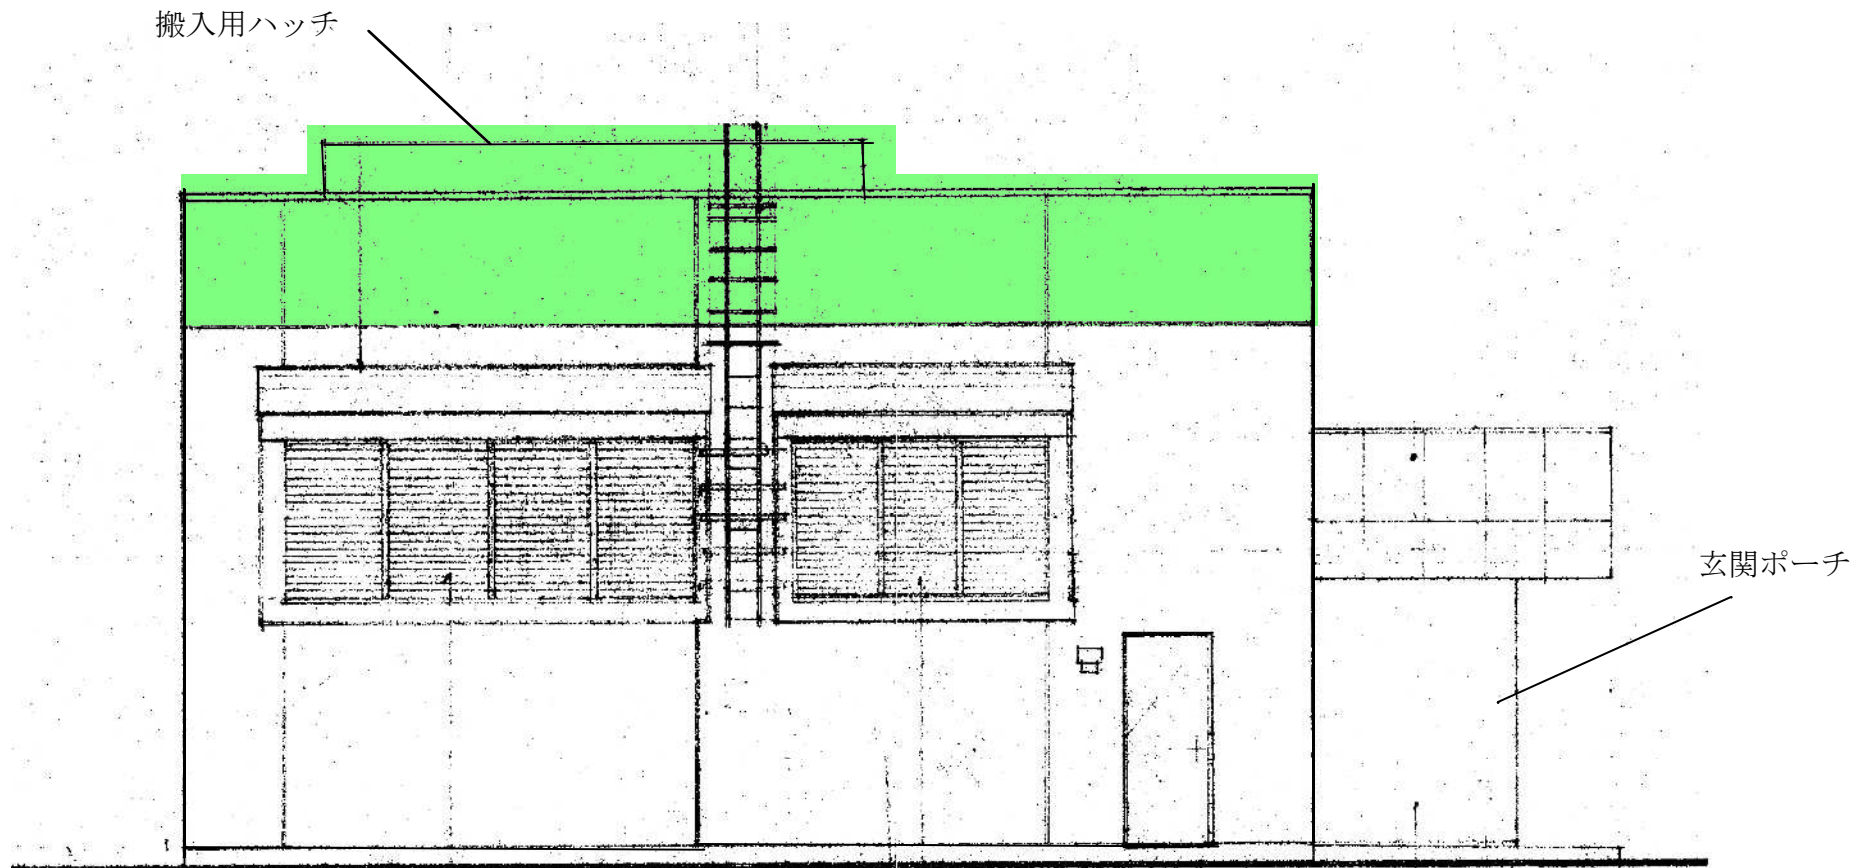

断面図

設計図

令和 8 年度			委託番号		08-DA-B8	
路線・河川 海岸・港名		大松川発電所				
委託箇所		横手市山内大松川字木戸口地内				
委託名		大松川発電所 除雪業務委託				
図面名称		人工除雪範囲断面図		図面番号		2/3
照査		設計			縮尺	
秋 田 県						

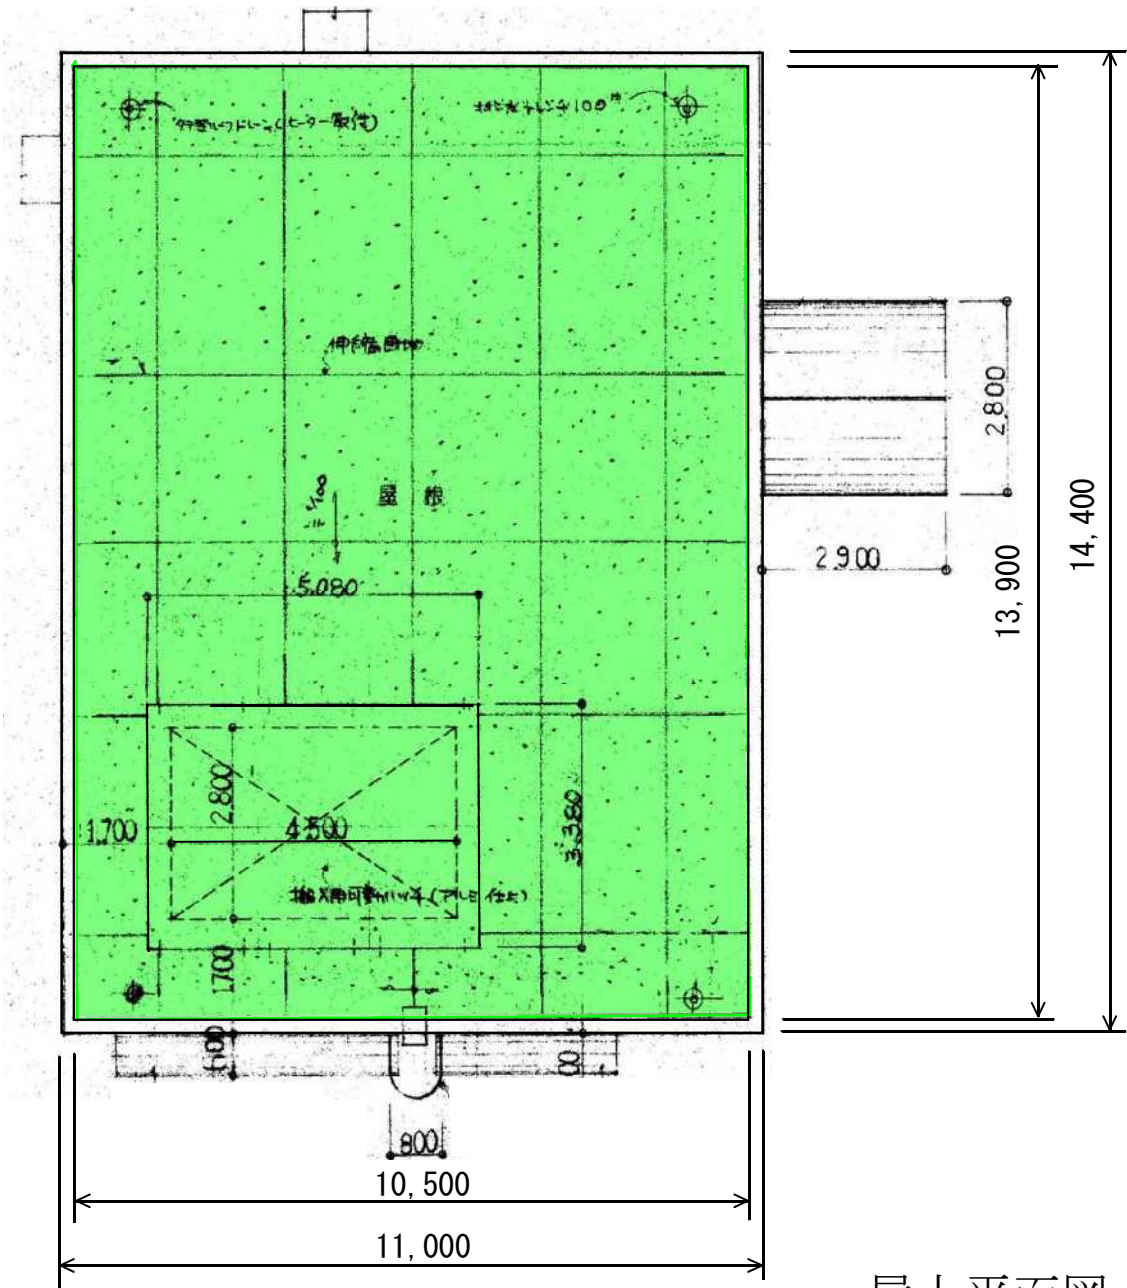

屋上平面図

設計図

令和 8 年度			委託番号		08-DA-B8	
路線・河川 海岸・港名		大松川発電所				
委託箇所		横手市山内大松川字木戸口地内				
委託名		大松川発電所 除雪業務委託				
図面名称		人工除雪範囲平面図		図面番号		3/3
照査		設計		縮尺		
秋 田 県						